

Согласовано

Взам. инв. №

Подп. и дата

Инв. № подл.

ВЕДОМОСТЬ ОСНОВНЫХ КОМПЛЕКТОВ РАБОЧИХ ЧЕРТЕЖЕЙ

Обозначение	Наименование	Примечание
A066-11.25-РД-ВК	Внутренние системы водоснабжения и канализации	
A066-11.25-РД-ЭОМ	Силовое электрооборудование и электрическое освещение (внутреннее)	
A066-11.25-РД-АВК	Автоматизация систем водоснабжения и канализации	

ВЕДОМОСТЬ ССЫЛОЧНЫХ И ПРИЛАГАЕМЫХ ДОКУМЕНТОВ

Обозначение	Наименование	Примечание
	Ссылочные документы	
СП 31.13330.2021	Водоснабжение. Наружные сети и сооружения	
СП 32.13330.2018	Канализация. Наружные сети и сооружения	
СП 75.13330.2011	Технологическое оборудование и технологческие трубопроводы	
СП 30.13330.2020	Внутренний водопровод и канализация зданий	

Проект выполнен в соответствии с действующими строительными, санитарными, экологическими, противопожарными нормами и техническими условиями, которые обеспечивают безопасность людей при соблюдении норм строительства и эксплуатации.

ГИП _____ /Щеколдин Е.А.

ВЕДОМОСТЬ ЧЕРТЕЖЕЙ ОСНОВНОГО КОМПЛЕКТА МАРКИ ВК

Лист	Наименование	Примечание
1	Общие указания	
2	Общие указания (продолжение)	
3	Общие указания (продолжение)	
4	Общие указания (продолжение)	
5	Технологическая схема	
6	План сетей	
7	Принципиальная схема сети К1	
8	Принципиальная схема сетей В1, Т1	
9	План размещения оборудования	
10	Разрез А-А аппаратной	
11	Разрез Б-Б аппаратной	
12	Вид В,Г (теплообменник)	
13	Вид Д (фильтры напорные)	

Общие указания (начало)

Настоящий проект реконструкции систем водоснабжения и водоотведения водолечебной кафедры для ООО "ИСТОЧНИК", выполнен на основании Технического задания, утвержденного Заказчиком и в соответствии с действующими нормами и правилами.

Все отступления от проекта, вызванные производственной необходимостью, согласовываются с автором проекта до начала строительно-монтажных работ с последующим согласованием с эксплуатирующей организацией.

Проектом предусмотрены мероприятия по реконструкции систем водоснабжения и водоотведения водолечебной кафедры для ООО "ИСТОЧНИК" расположенной по адресу: Свердловская область, п. Березит, ул. Дальний Березит, д.11".

						A066-11.25-РД-ВК.ОД			
						Реконструкция систем водоснабжения и водоотведения водолечебной кафедры для ООО "ИСТОЧНИК", расположенных по адресу: Свердловская область, п. Березит, ул. Дальний Березит, 11			
Изм.	Кол. уч.	Лист	№ док.	Подп.	Дата				
Разраб.		Щеколдин				Внутренние системы водоснабжения и водоотведения	Стадия	Лист	Листов
							Р	1	19
Н. контр.		Факеева				Общие указания	ООО ПБ "ИНЖЕНЕРНЫЕ РЕШЕНИЯ"		

Общие указания (продолжение)

В рамках данного проекта требуется обеспечить бесперебойный режим работы оборудования водолечебной кафедры с использованием решений позволяющих использовать оборотное водоснабжение, а также доведение качества воды, поступающей на вход водолечебной кафедры, до норм хозяйственных, гигиенических и питьевых нужд, регламентирующих СанПиН 1.2.3685-21 «Гигиенические нормативы и требования к обеспечению безопасности и (или) безвредности для человека факторов среды обитания».

В соответствии с ТЗ принимаются следующие исходные данные для расчетов:

- производительность всей установки - 7м³/час;
- рабочее давление на входе оборудования водолечебной кафедры - 5-6кг/см².

Для повторного (оборотного) использования воды потребуются ее очистка по следующим показателям:

- органолептические показатели (мутность, цветность, запах);
- микробиологические показатели (общее микробное число, бактерии группы кишечных палочек);
- загрязнители группы азота.

Проектом запроектирован водораспределительный узел в составе: система водоподготовки, аккумулирующие резервуары оборотной воды, повысительная насосная станция, система обеззараживания, изолированные от централизованных сетей, сеть внутреннего водоснабжения и водоотведения.

Работа оборудования осуществляется в автоматическом режиме при минимальном участии персонала.

1. Использованная после душевых процедур вода по безнапорной канализационной сети DN110 перед очисткой аккумулируется в накопительной емкости объемом 2м³. Емкость изготавливается на месте монтажа из листового полимерного материала методом стыковой и экструзионной сварки, что значительно увеличивает срок службы, так как минимизирован процесс коррозии металла, что в свою очередь приводит к получению более качественных показателей воды на выходе после очистки. Емкость помещается в силовой каркас изготовленный из металлического профиля с антикоррозионным покрытием. На входе накопительной емкости установлен волосоуловитель. Волосоуловитель представляет собой герметичный корпус из прочного полипропилена, внутри которого размещен съёмный лоток с двумя фильтрами. Каждый фильтрующий элемент изготовлен из полимерного волокна, задерживает загрязнения, но свободно пропускает воду.

По мере накопления воды в накопительной емкости по сигналу датчика уровня, использованная вода подается на систему водоочистки. Для создания достаточного напора на входе системы водоочистки, проектом предусматривается установка повысительной насосной станции GREENMAX 07-35-21A с рабочей точкой: 7м³/час при 37 метрах напора. Принимается схема работы насосов 1+1: один насос в работе, один в резерве. Для равномерной выработки ресурса насосов, по таймеру происходит их поочередная ротация. На всасывающих линиях каждого насоса установлена запорная арматура, насосы присоединены к общему всасывающему коллектору. Напорная линия каждого насоса оборудована запорной арматурой и обратным клапаном, устанавливаемым между насосом и запорной арматурой.

Для обеззараживания и окисления содержащихся в воде растворенных форм органики, перед насосной станцией осуществляется пропорциональное дозирование 1% раствора гипохлорита. Комплекс дозирования состоит из реагентной емкости, дозирующего насоса и сигнализатора уровня. Расчетный расход реагента по активному веществу (Cl) подбирается на стадии проведения пусконаладочных работ. Для быстрого и эффективного перемешивания воды с раствором гипохлорита натрия сразу после точки дозации устанавливается статический смеситель DN50. Смеситель обеспечивает высокую степень смешивания и равномерное распределение реагентов, что позволяет достичь оптимального результата в процессе обработки воды.

2. Первой ступенью очистки воды являются осветлительные фильтры, на которых улучшаются улучшаются органолептические показатели до нормативных значений питьевой воды.

Процесс фильтрации осуществляется на установках напорной фильтрации GREENMAX FER-3,5T/2, работающих параллельно. Каждая установка состоит из корпуса фильтра и блока управления. В корпусе имеется верхнее резьбовое отверстие для установки дренажно-распределительной системы, загрузки фильтрующих материалов, крепления блока управления. В качестве загрузки используется современный и эффективный каталитический материал «Сорбент АС», который широко применяется для очистки питьевой, производственной воды замкнутого цикла, а также сточных вод для удаления взвесей и растворенного в воде железа. Восстановление фильтрующей способности загрузки установки осуществляется путём периодической промывки слоя фильтрующего материала обратным потоком чистой воды, отбираемой из сети водоснабжения. Промывка осуществляется по сигналу таймера.

Общее количество фильтрующих колонн - 2 шт. Номинальная производительность одного фильтра - 3,5 м³/час. Потери напора - 0,6 бар. Количество фильтров - 2шт. Периодичность регенерации фильтрующей загрузки определяется на стадии пусконаладочных работ, но не может превышать 7-и дней.

3. После очистки и обеззараживания вода под остаточным давлением поступает на вход пластинчатого теплообменника

В соответствии с ТЗ температура оборотной воды поступающей на вход оборудования водолечебной кафедры должна находиться в пределах 42-48°С.

Для расчета теплообменника были приняты следующие исходные данные, согласно задания Заказчика:

- массовый расход нагреваемой воды - 1,928 кг/с;
- температура нагреваемой воды на входе теплообменника - 30°С;
- температура нагреваемой воды на выходе теплообменника - 50°С;
- температура теплоносителя на входе теплообменника - 60°С.

Согласно произведенного расчета параметры пластинчатого теплообменника составят:

- тепловая нагрузка - 138 564 Вт;
- расчетный коэффициент теплопередачи - 4356 ккал/ч·м²·°С;
- объемный расход греющего теплоносителя - 5617 л/час.
- расчетное падение давления - 0,18 бар.

Принимая во внимание расчетные данные выбираем пластинчатый теплообменник Теплотекс-50-N-16-1 со следующими характеристиками:

- тепловая производительность - 138 564,00 Вт;
- запас по поверхности - 10,95%;
- количество пластин (рабочее/максимальное) - 23/30 шт.;
- общая активная поверхность - 4,41 м²;
- размер присоединения - Ду50;
- размеры (высота/ширина/длина) - 1131мм×310мм×445мм;
- вес - 185 кг.

Для создания требуемого расхода греющего теплоносителя (вода ГВС), проектом предусмотрена установка на обратном трубопроводе циркуляционного насоса с рабочей точкой 6м³/час при 10 метрах напора.

Согласовано				
Инв. № подл.	Взам. инв. №	Подп. и дата		

					A066-11.25-РД-ВК.ОД	Лист
Изм.	Лист	№ докум.	Подп.	Дата		2

Общие указания (продолжение)

После теплообменника подогреть вода поступает в аккумулирующую емкость. Емкость изготавливается на месте монтажа из листового полимерного материала методом стыковой и экструзионной сварки, что значительно увеличивает срок службы, так как минимизирован процесс коррозии металла, что в свою очередь приводит к получению более качественных показателей воды на выходе после очистки. Емкость помещается в силовой каркас изготовленный из металлического профиля с антикоррозионным покрытием и утеплена минералватными листами толщиной не менее 100мм. Полезный объем емкости – 5м³. Габаритные размеры: (длина/ширина/высота) – 2150/2150/1700мм. Размеры емкости могут быть изменены при изготовлении на месте и условии сохранения полезного объема.

Для восполнения общих потерь объема оборотной воды, в аккумулирующую емкость предусмотрена подача сетевой воды ГВС.

Для поддержания в аккумулирующей емкости заданной температуры накопленной воды в периоды малого отбора, проектом предусмотрена возможность циркуляции воды через пластинчатый теплообменник. По сигналу встроенного в емкость датчика температуры, включается циркуляционный центробежный насос с рабочей точкой 7м³/час при 7 метрах напора.

4. Из аккумулирующей емкости подготовленная вода самотеком поступает на вход повысительной насосной станции.

Насосная станция GREENMAX 07-70-214А с рабочей точкой 7м³/час при напоре 70 метров, обеспечивает постоянное (заданное) давление на входе оборудования водолечебной кафедры. Насосная группа работает по схеме 1+1 (1 основной и 1 резервный) и управляется от частотных преобразователей, которые изменяют обороты двигателей насосов согласно сигналу, поступающему от контроллер.

Для равномерного распределения нагрузки и равномерной выработки ресурса, каждые 24 часа в заданной последовательности резервный насос переключается в рабочее состояние. Предусматривается защита по сухому ходу и превышению давления в напорной линии.

Для защиты оборудования и трубопровода от гидроударов, к напорной линии после насосной станции подключается пневмогидроаккумулятор объемом 24л.

5. Перед подачей в сеть водоснабжения, вода проходит обеззараживание. В качестве обеззараживающего метода используется обеззараживание ультрафиолетовым излучением. Производительность установки – 7м³/час. Для проведения периодического обслуживания комплектацией установок УФ обеззараживания предусмотрена станция промывки.

В целях выполнения требований СанПиН 1.2.3685-21 и СанПиН 2.1.3684-21 устанавливающих предельные концентрации свободного (остаточного) хлора в питьевой воде и периодичность производственного контроля за содержанием свободного хлора, на напорном трубопроводе устанавливается датчик контроля хлора. По требованию ТЗ дополнительно устанавливается датчик pH.

6. Дренажные (промывочные) воды от осветлительных фильтров, вода с аварийных переливов накопительной и аккумулирующей емкостей по безнапорному трубопроводу DN110 поступает в дренажный приямок, откуда погружным дренажным насосом с рабочей точкой 10м³/час при 4,5 метрах напора, перекачивается по мере накопления в централизованную канализационную сеть. Монолитный приямок (размерами) длина/ширина/глубина) 1000/1000/1000мм изготавливается из бетона кл. В15 с армированием дна и стен арматурной сеткой 4С 6АI-200. Гидроизоляцию приямка выполнить футеровкой внутренних поверхностей листовым полимерным материалом со сваркой экструзионным методом. Сверху приямок перекрыть настилом из рифленой листовой стали толщиной 3мм с антикоррозионным покрытием. В настиле предусмотреть лаз размером 500×500мм.

7. В данном комплекте чертежей разработаны следующие внешние сети:
– К1 – сеть безнапорной канализации оборудования водолечебной кафедры;
– В1 – сеть напорного водоснабжения промывки осветлительных фильтров;
– Т1 – сеть напорного горячего водоснабжения (подпитка и греющий теплоноситель) подогрева ооротных вод).

Сеть безнапорной канализации К1.

Все водосборные лотки в помещении лечебных душевых процедур объединены в существующую сеть безнапорной дренажной канализации. В рамках проекта предусмотрено переоборудование данной сети, путем отсечения стоков от других источников не связанных с работой водолечебной кафедры.

Внутренняя сеть канализации К1 выполняется из полипропиленовых труб 110×2,7мм и фасонных частей к ним по ГОСТ 32414-2013.

Трубопроводы сети проложены под перекрытием пола первого этажа, с креплением сантехническими хомутами соответствующего диаметра. Места прохода канализационных труб через стеновые перегородки заделываются цементным раствором на всю их толщину. Перед заделкой трубы обернуть рубероидом. Прочистки (ревизии) устанавливаются через 10 метров на горизонтальных участках и в местах поворота сети.

На случай проведения работ по обслуживанию оборудования водоочистки или аварийно-восстановительных работ, предусмотрена возможность сброса сточных вод после душевых процедур непосредственно в канализационную сеть предприятия. Для таких целей установлены две шиберные канализационные задвижки DN110.

Выпуск сточных вод осуществляется в накопительную емкость.

Сеть напорного водоснабжения В1.

Для периодической промывки (регенерации) фильтрующей загрузки осветлительных фильтров, чистая водопроводная вода поступает по сети В1.

Проектируемая сеть В1 монтируется из PP-R DN40 PN10 по ГОСТ 32415-2013. Срок службы полипропиленовых труб для сети холодного водоснабжения не менее 50 лет и прокладывается под перекрытием пола первого этажа, с креплением сантехническими хомутами соответствующего диаметра.

Присоединение трубопровода сети В1 осуществляется к существующей напорной линии холодного водоснабжения оборудования водолечебной кафедры.

Наружные участки трубопроводов утеплить трубным утеплителем из вспененного полиэтилена “Energoflex” с внутренним диаметром 42мм и толщиной 9мм. Крепление труб предусмотрено на клей K-Flex. Изоляция трубопроводов соответствует требованиям Технического регламента о требованиях пожарной безопасности (Федеральный закон от 22.07.2008 №123-ФЗ) Сертификат соответствия С-РУ. АБ 09. В 00656 с 22.11.2021 г.

В местах прохода трубопроводов из полипропилена в стеновых перегородках предусмотрена установка стальных гильз, концы которых должны выступать на 20-50 мм из пересекаемой поверхности. Зазор между трубопроводом и гильзой должен быть не менее 10-20 мм и тщательно уплотнен минеральной ватой, допускающей перемещение трубопровода по оси.

Согласовано				
Инв. № подл.	Подп. и дата	Взам. инв. №		

					А066-11.25-РД-ВК.ОД	Лист
Изм.	Лист	№ докум.	Подп.	Дата		3

Общие указания (продолжение)

Сеть напорного горячего водоснабжения Т1.

Для нагрева оборотной воды используется пластинчатый теплообменник. В качестве греющего теплоносителя используется вода сети горячего водоснабжения предприятия, поступающая на вход теплообменника по водопроводу сети Т1.

Проектируемая сеть Т1 монтируется из РР-Р DN50 PN20 по ГОСТ 32415-2013. Срок службы полипропиленовых труб для сети горячего водоснабжения не менее 25 лет и прокладывается под перекрытием пола первого этажа, с креплением сантехническими хомутами соответствующего диаметра.

Присоединение трубопровода сети Т1 осуществляется к существующим стальным утепленным напорным линиям горячего водоснабжения предприятия: Ду80 (линия подачи) и Ду50 (обратная линия). Переход со стальных труб на полипропиленовые необходимо осуществлять установкой резьбового грублока (седелка), предварительно удалив слой утеплителя со стальных труб. В месте присоединения к сети ГВС предприятия на линии подачи и обратной линии установить запорную арматуру (шаровые краны).

Циркуляция теплоносителя в сети Т1 обеспечивается центробежным циркуляционным насосом смонтированным с рабочей точкой 6м³/час при 10 метрах напора.

Для восполнения потерь оборотной воды в замкнутой технологической сети водоснабжения оборудования водолечебной кафедры, горячая вода поступает по сети горячего водоснабжения Т1.


Участок данной сети монтируется из РР-Р DN32 PN20 по ГОСТ 32415-2013. Срок службы полипропиленовых труб для сети горячего водоснабжения не менее 25 лет и прокладывается под перекрытием пола первого этажа, с креплением сантехническими хомутами соответствующего диаметра.

Наружные участки трубопроводов утеплить трубным утеплителем из вспененного полиэтилена "Energoflex" с внутренним диаметром 54мм и толщиной 9мм и диаметром 35мм и толщиной 9мм. Крепление трубок предусмотрено на клей K-Flex. Изоляция трубопроводов соответствует требованиям Технического регламента о требованиях пожарной безопасности (Федеральный закон от 22.07.2008 №123-ФЗ) Сертификат соответствия С-РУ. АБ 09. В 00656 с 22.11.2021 г.

В местах прохода трубопроводов из полипропилена в стеновых перегородках предусмотрена установка стальных гильз, концы которых должны выступать на 20-50 мм из пересекаемой поверхности. Зазор между трубопроводом и гильзой должен быть не менее 10-20 мм и тщательно уплотнен минеральной ватой, допускающей перемещение трубопровода по оси.

Согласовано				
Инв. № подл.				
Подп. и дата				
Взам. инв. №				

					А066-11.25-РД-ВК.ОД	Лист
Изм.	Лист	№ докум.	Подп.	Дата		4

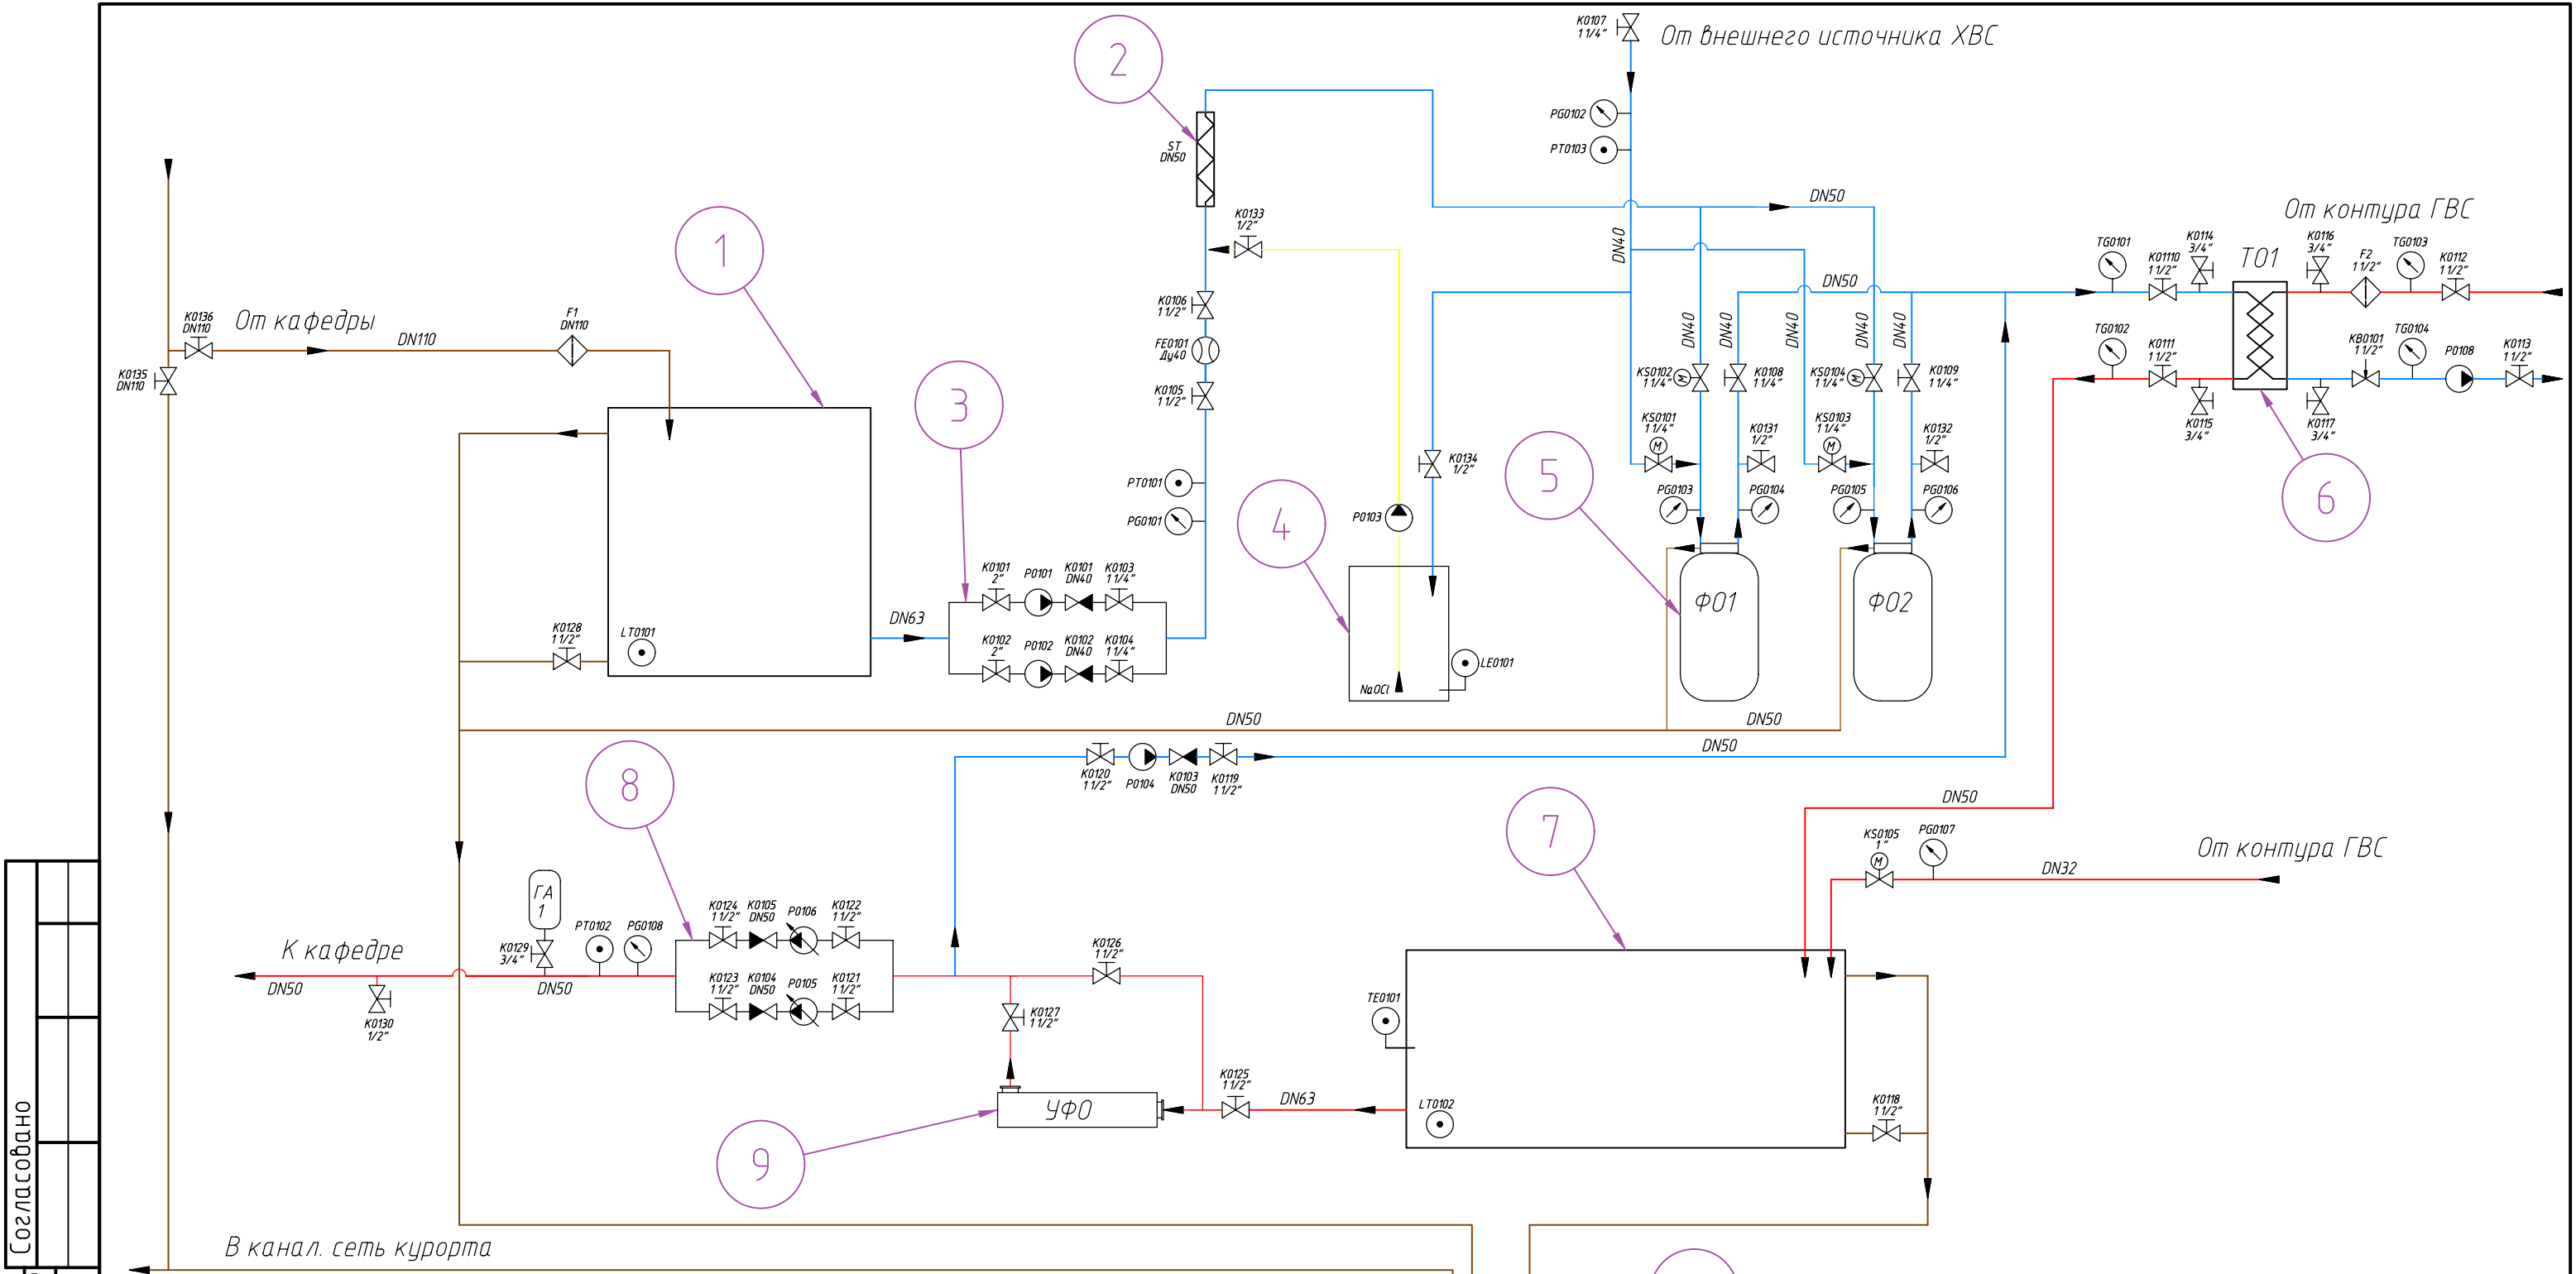


Согласовано					
Взам. инв. №					
Подп. и дата					
Инв. № подл.					

Поз.	Обозначение	Наименование	Кол.	Масса, кг.	Примечание
1		Емкость накопительная 2м.куб.	1		
2	ST	Статический смеситель DN50	1		
3		Комплекс дозирования гипохлорита	1		
4	P0101-P0102	Повысительная насосная станция (7м.куб./час на 37м)	1		
5	Φ01, Φ02	Осветлительный фильтр	2		
6	T01	Пластинчатый теплообменник	1		
7		Емкость аккумулирующая 5м.куб.	1		
8	P0105-P0106	Повысительная насосная станция (7м.куб/час на 70м)	1		
9	УФО	Установка УФ обеззараживания	1		
10		Дренажный приямок	1		

						A066-11.25-РД-ВК.ТС			
						Реконструкция систем водоснабжения и водоотведения водолечебной кафедры для ООО "ИСТОЧНИК", расположенных по адресу: Свердловская область, п. Березит, ул. Дальний Березит, 11			
Изм.	Кол. уч.	Лист	№ док.	Подп.	Дата	Внутренние системы водоснабжения и водоотведения	Стадия	Лист	Листов
Разраб.		Щеколдин					Р	5	19
Н. контр.		Факеева				Технологическая схема		ООО ПБ "ИНЖЕНЕРНЫЕ РЕШЕНИЯ"	

План сетей K1, B1, T1 и T2 (М1:100)

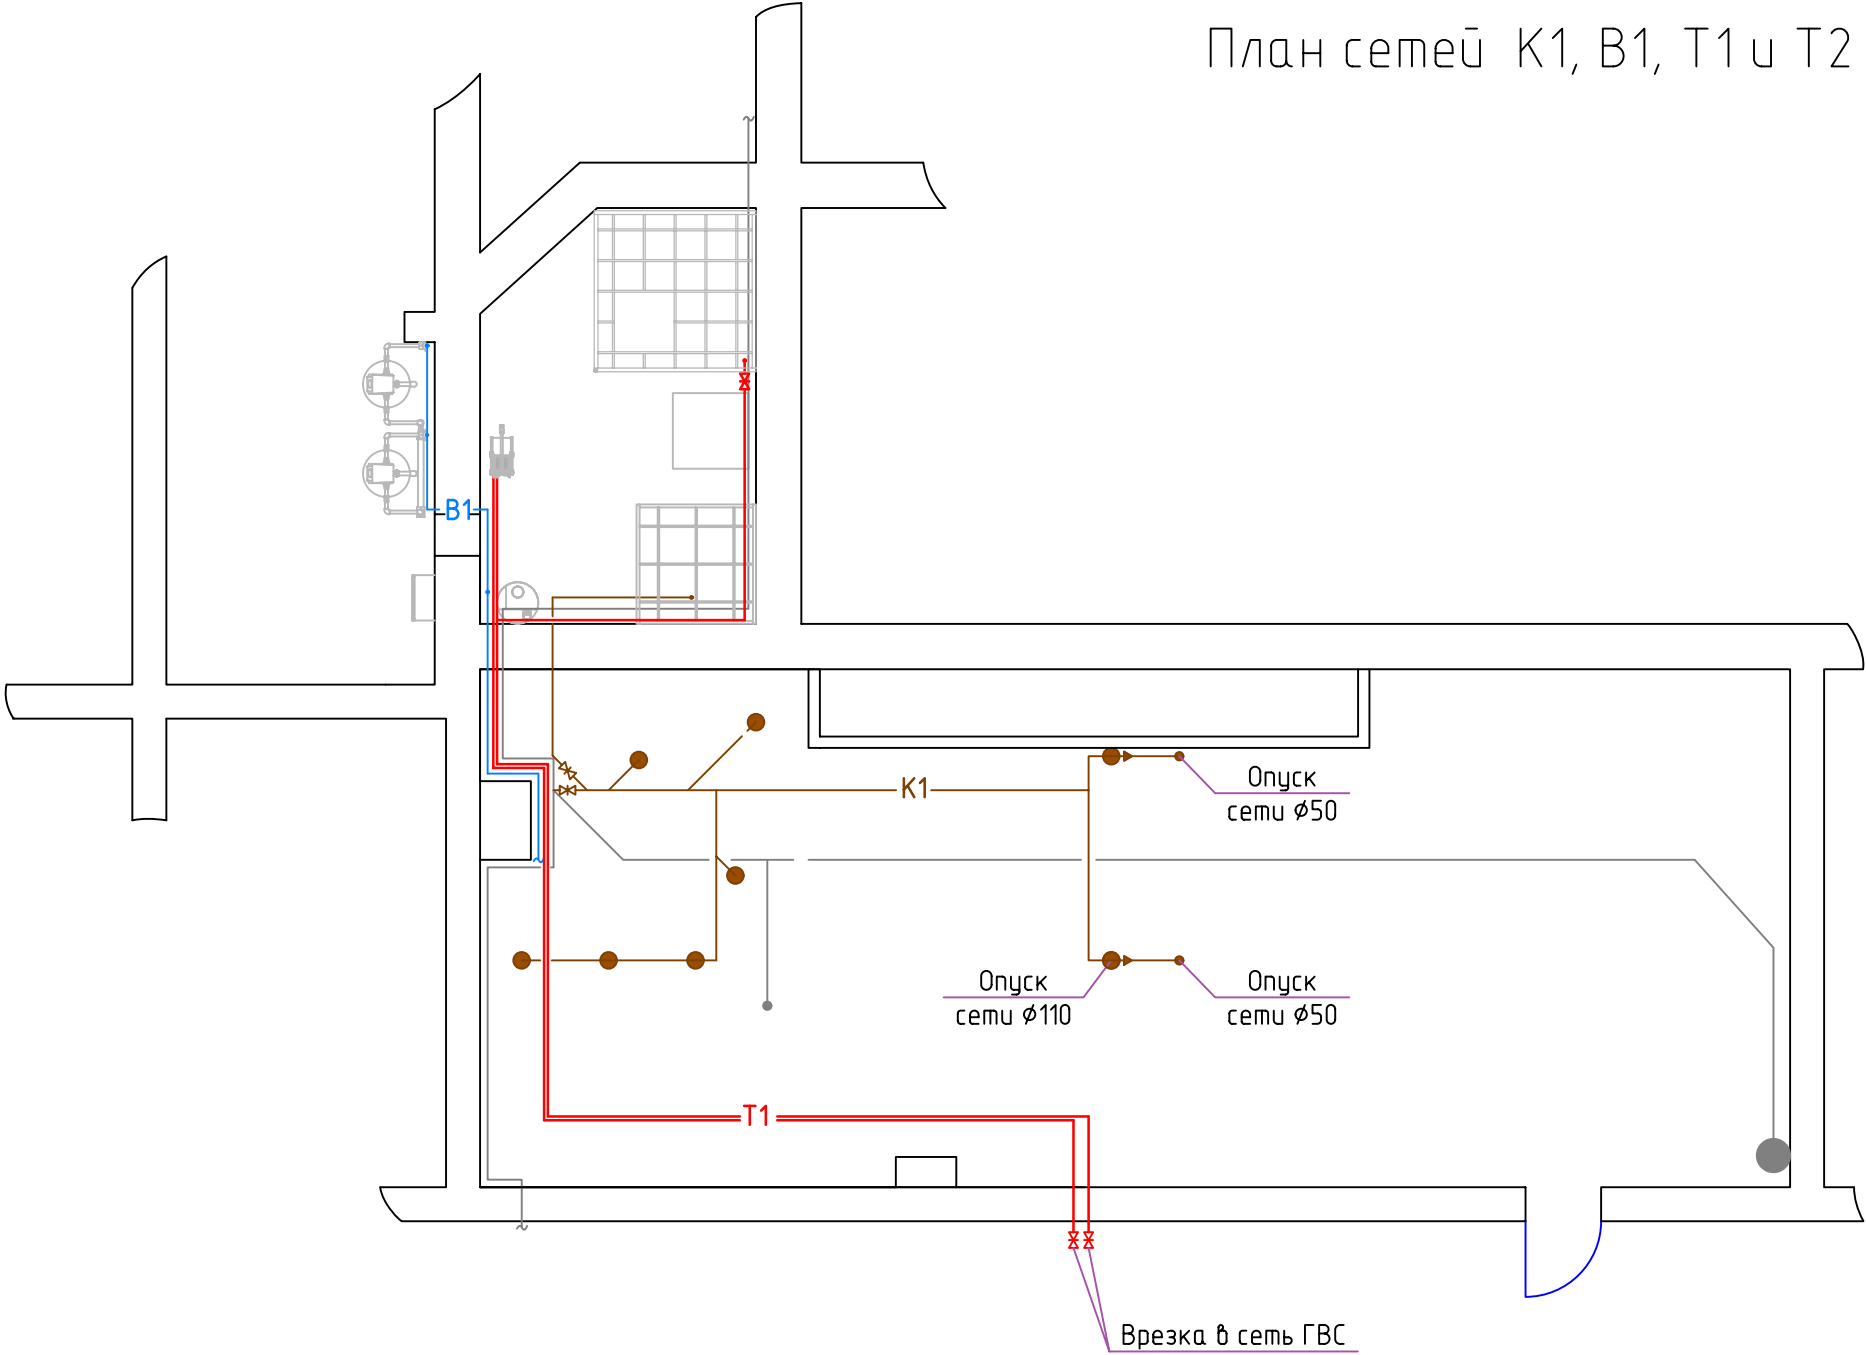

Условные обозначения


- Канализация сети K1 (DN110)
- Водопровод сети B1 (DN40)
- Водопровод сети T1 (DN50)
- Существ. кан. сеть (DN110)

Согласовано			
Инв. № подл.	Подп. и дата	Взам. инв. №	

						A066-11.25-РД-ВК.СС		
						Реконструкция систем водоснабжения и водоотведения водолечебной кафедры для ООО "ИСТОЧНИК", расположенных по адресу: Свердловская область, п. Березит, ул. Дальний Березит, 11		
Изм.	Кол. уч.	Лист	№ док.	Подп.	Дата	Внутренние системы водоснабжения и водоотведения	Стадия	Лист
Разраб.		Щеколдин					Р	19
						План сетей	ООО ПБ "ИНЖЕНЕРНЫЕ РЕШЕНИЯ"	
Н. контр.		Факеева						

Согласовано					
Инв. № подл.	Подп. и дата	Взам. инв. №			

Сеть К1

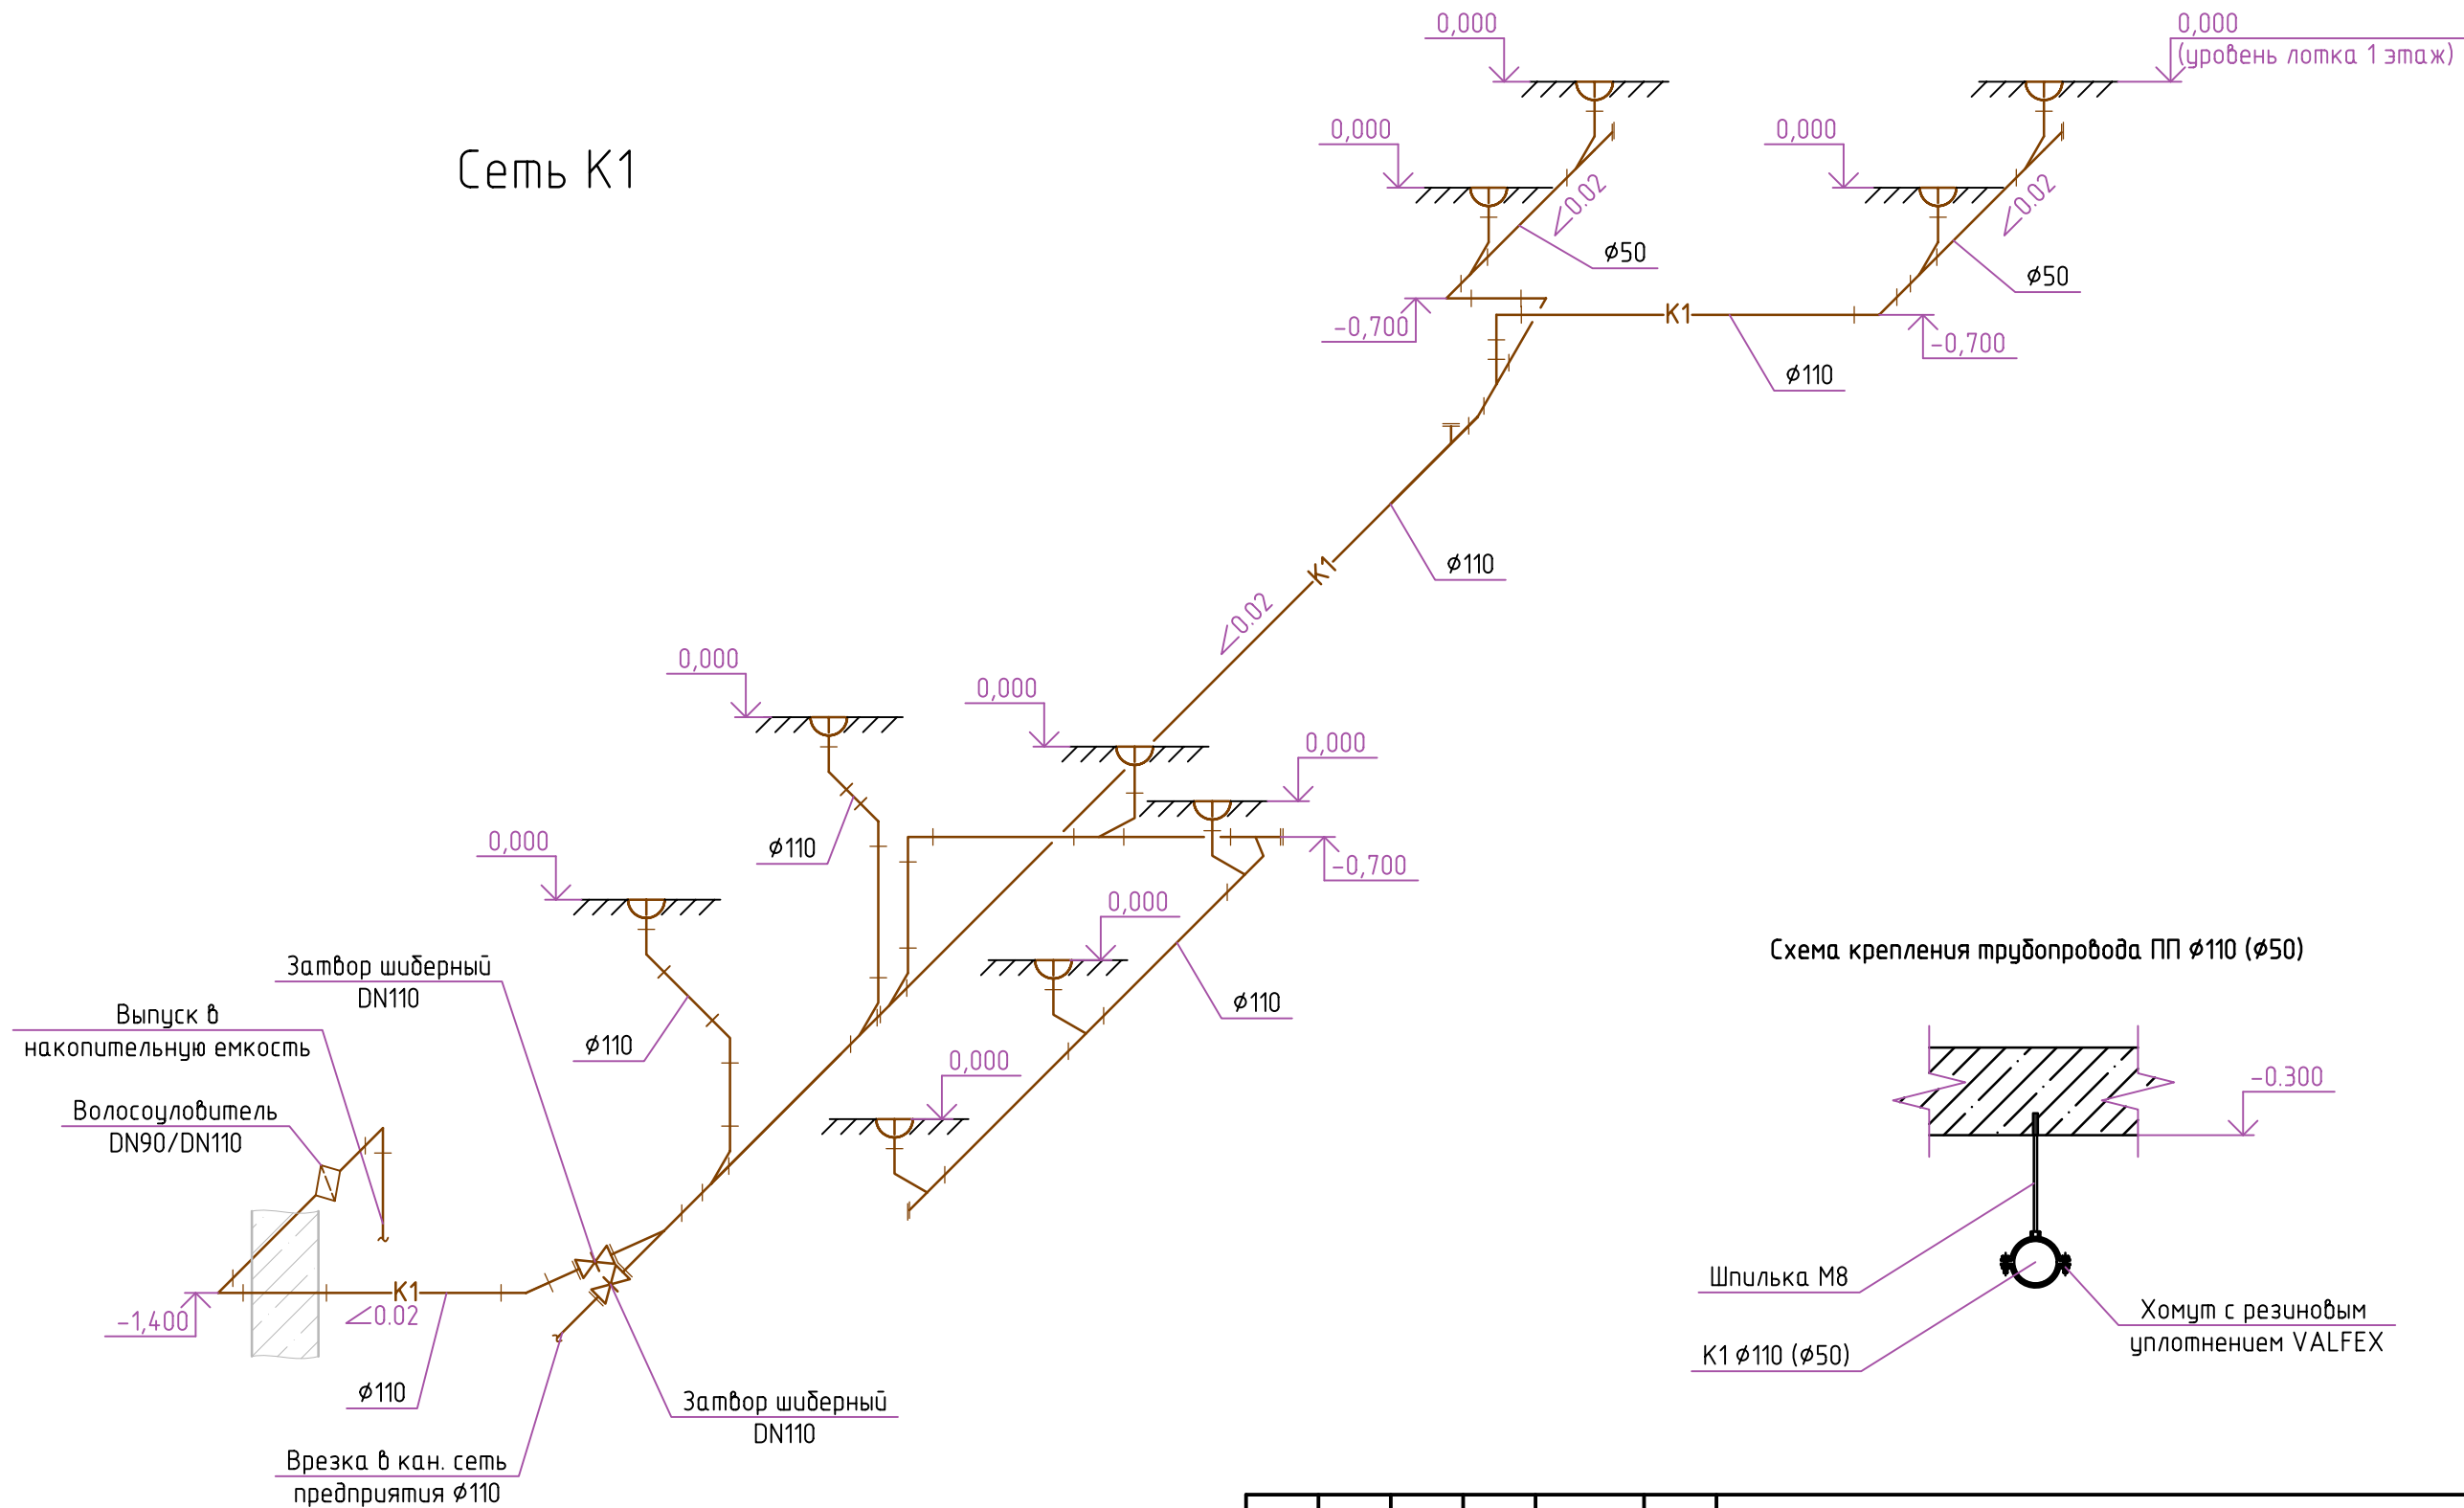

						А066-11.25-РД-ВК.ПС1					
						Реконструкция систем водоснабжения и водоотведения водолечебной кафедры для ООО "ИСТОЧНИК", расположенных по адресу: Свердловская область, п. Березит, ул. Дальний Березит, 11					
Изм.	Кол. уч.	Лист	№ док.	Подп.	Дата	Внутренние системы водоснабжения и водоотведения			Стадия	Лист	Листов
Разраб.		Щеколдин							Р	7	19
Н. контр.		Факеева				Принципиальная схема сети К1			ООО ПБ "ИНЖЕНЕРНЫЕ РЕШЕНИЯ"		

Согласовано					
Инв. № подл.	Подп. и дата	Взам. инв. №			

Сеть В1


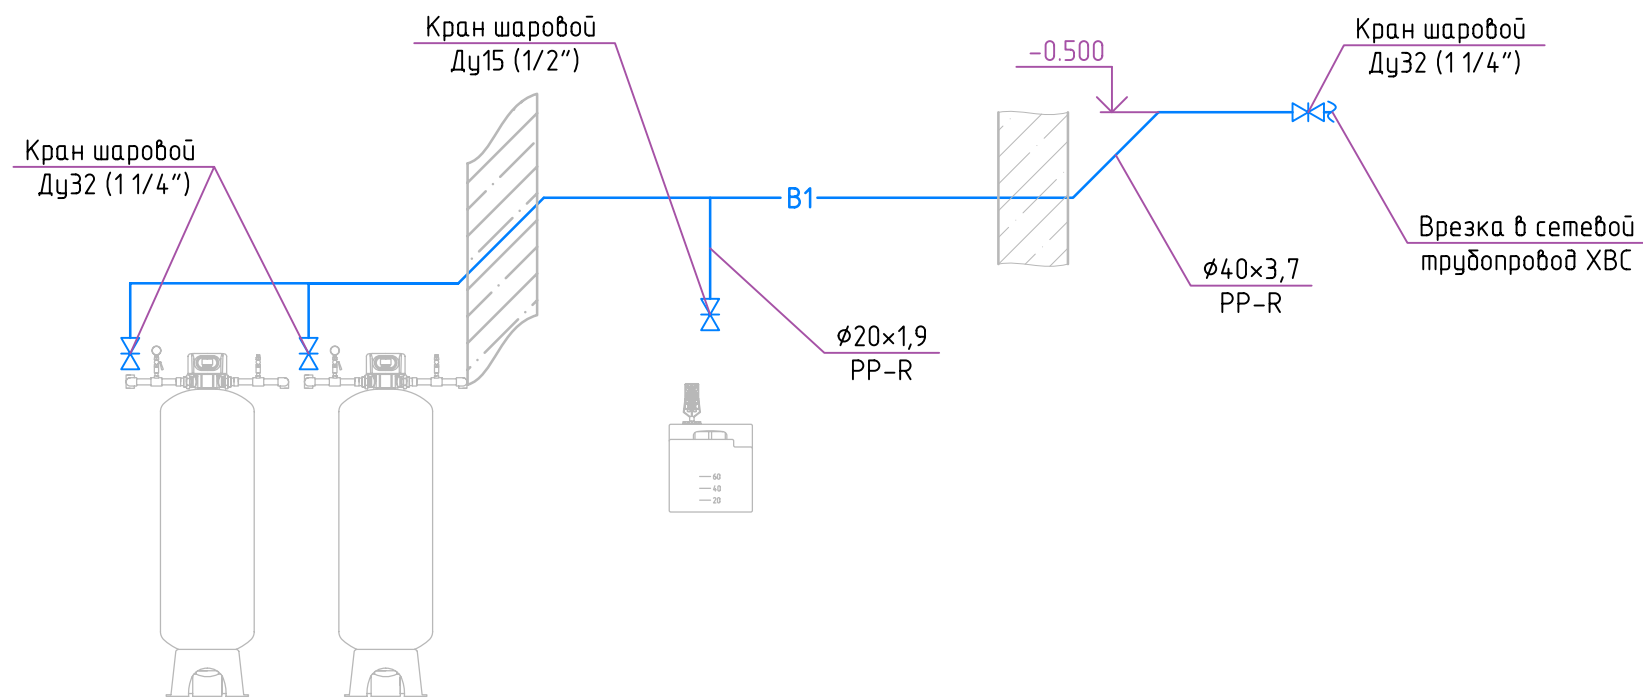


Схема крепления трубопроводов PP-R $\phi 40$ ($\phi 32$)

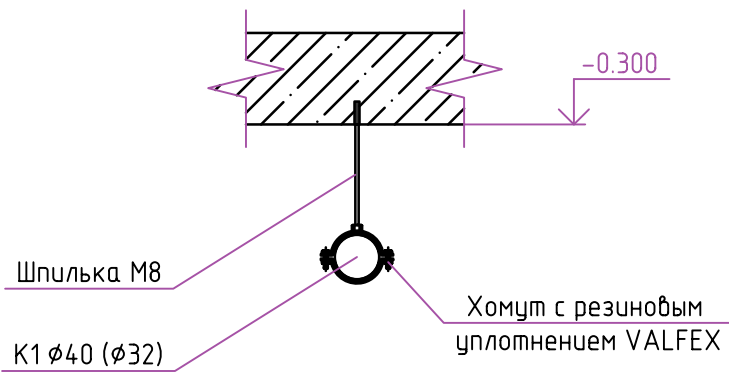

Сеть Т1



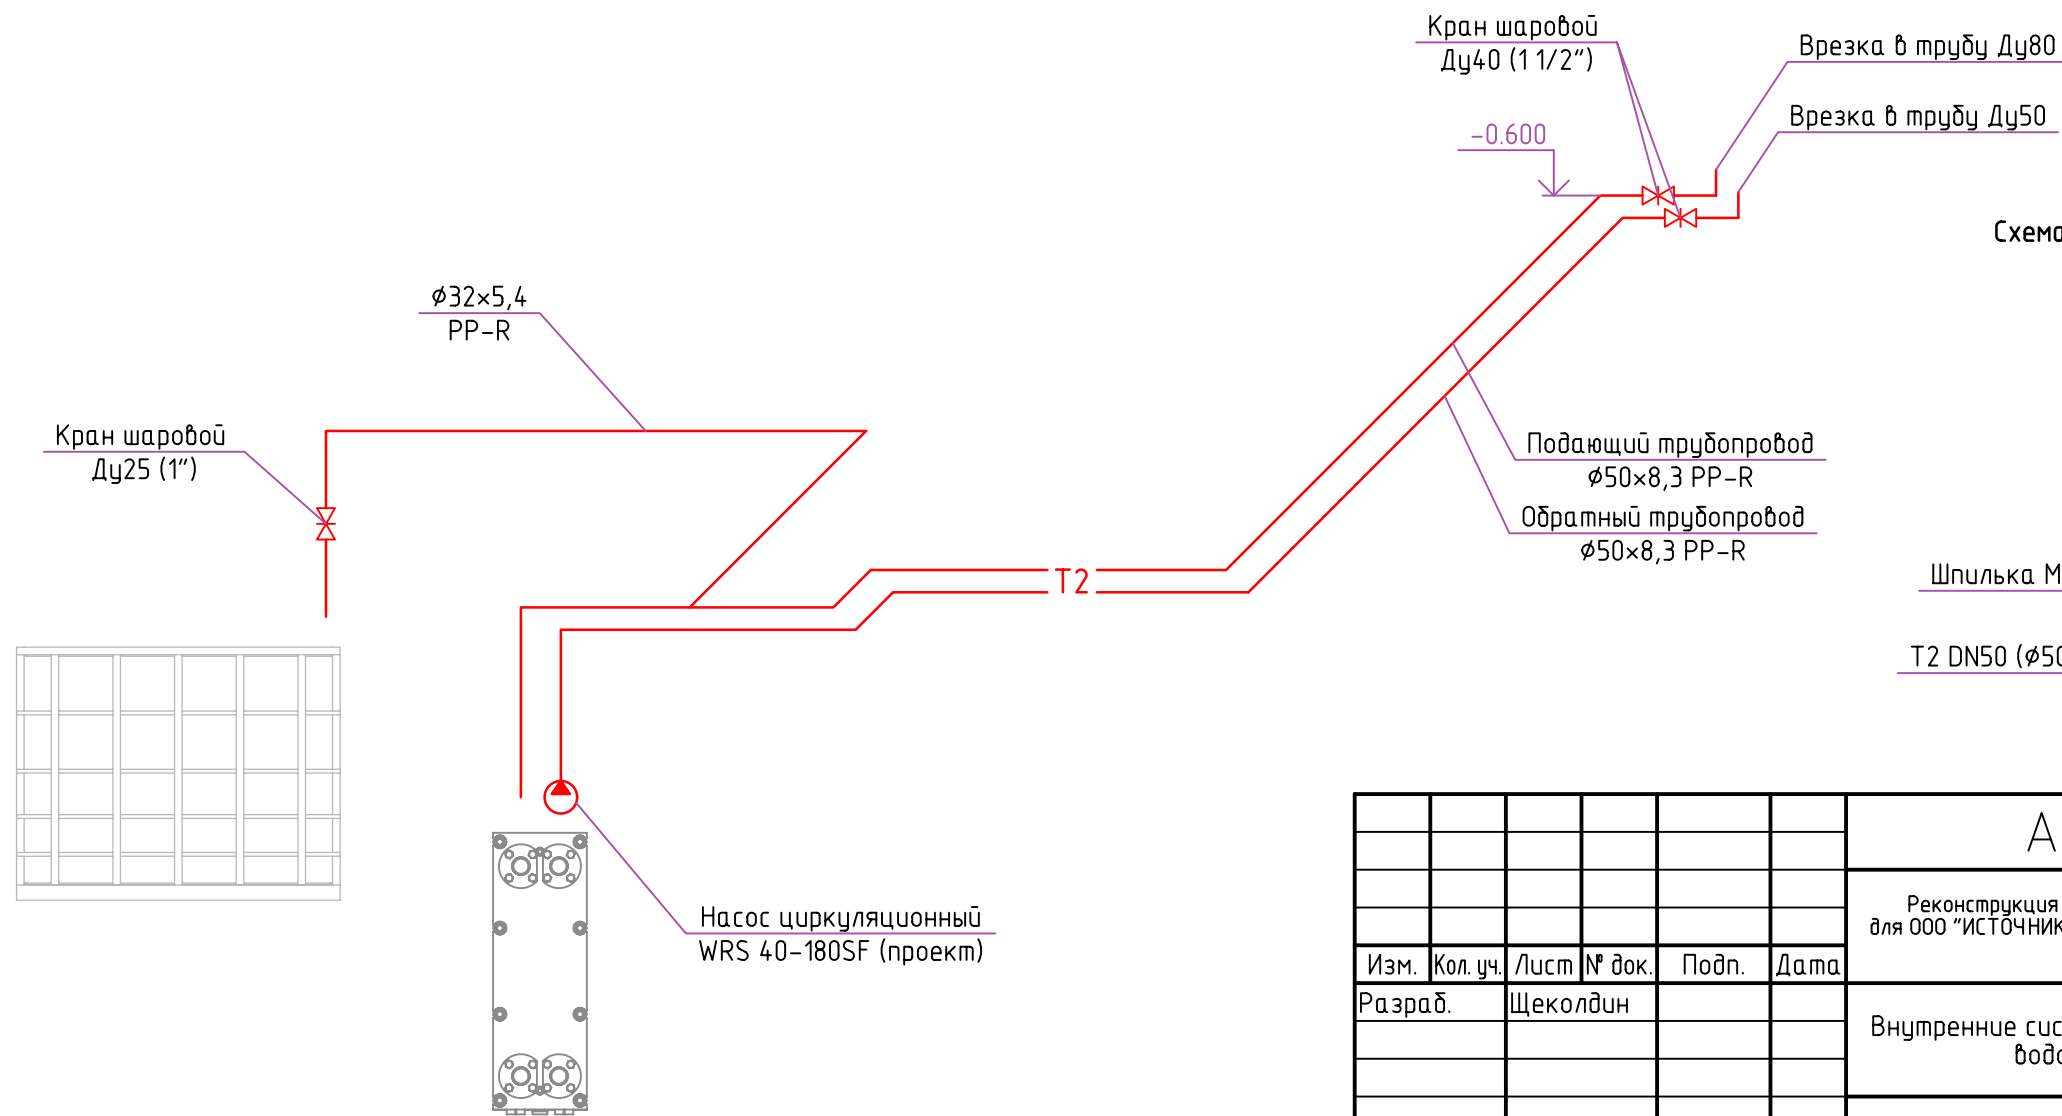


Схема крепления трубопроводов PP-R $\phi 50$

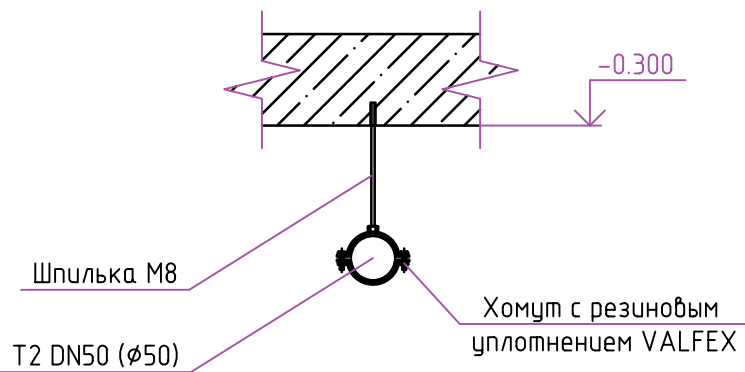


						A066-11.25-РД-ВК.ПС2					
						Реконструкция систем водоснабжения и водоотведения водолечебной кафедры для ООО "ИСТОЧНИК", расположенных по адресу: Свердловская область, п. Березит, ул. Дальний Березит, 11					
Изм.	Кол. уч.	Лист	№ док.	Подп.	Дата	Внутренние системы водоснабжения и водоотведения			Стадия	Лист	Листов
Разраб.		Щеколдин							Р	8	19
Н. контр.		Факеева				Принципиальная схема сетей В1, Т1			ООО ПБ "ИНЖЕНЕРНЫЕ РЕШЕНИЯ"		

Согласовано			
Инв. № подл.	Подп. и дата	Взам. инв. №	

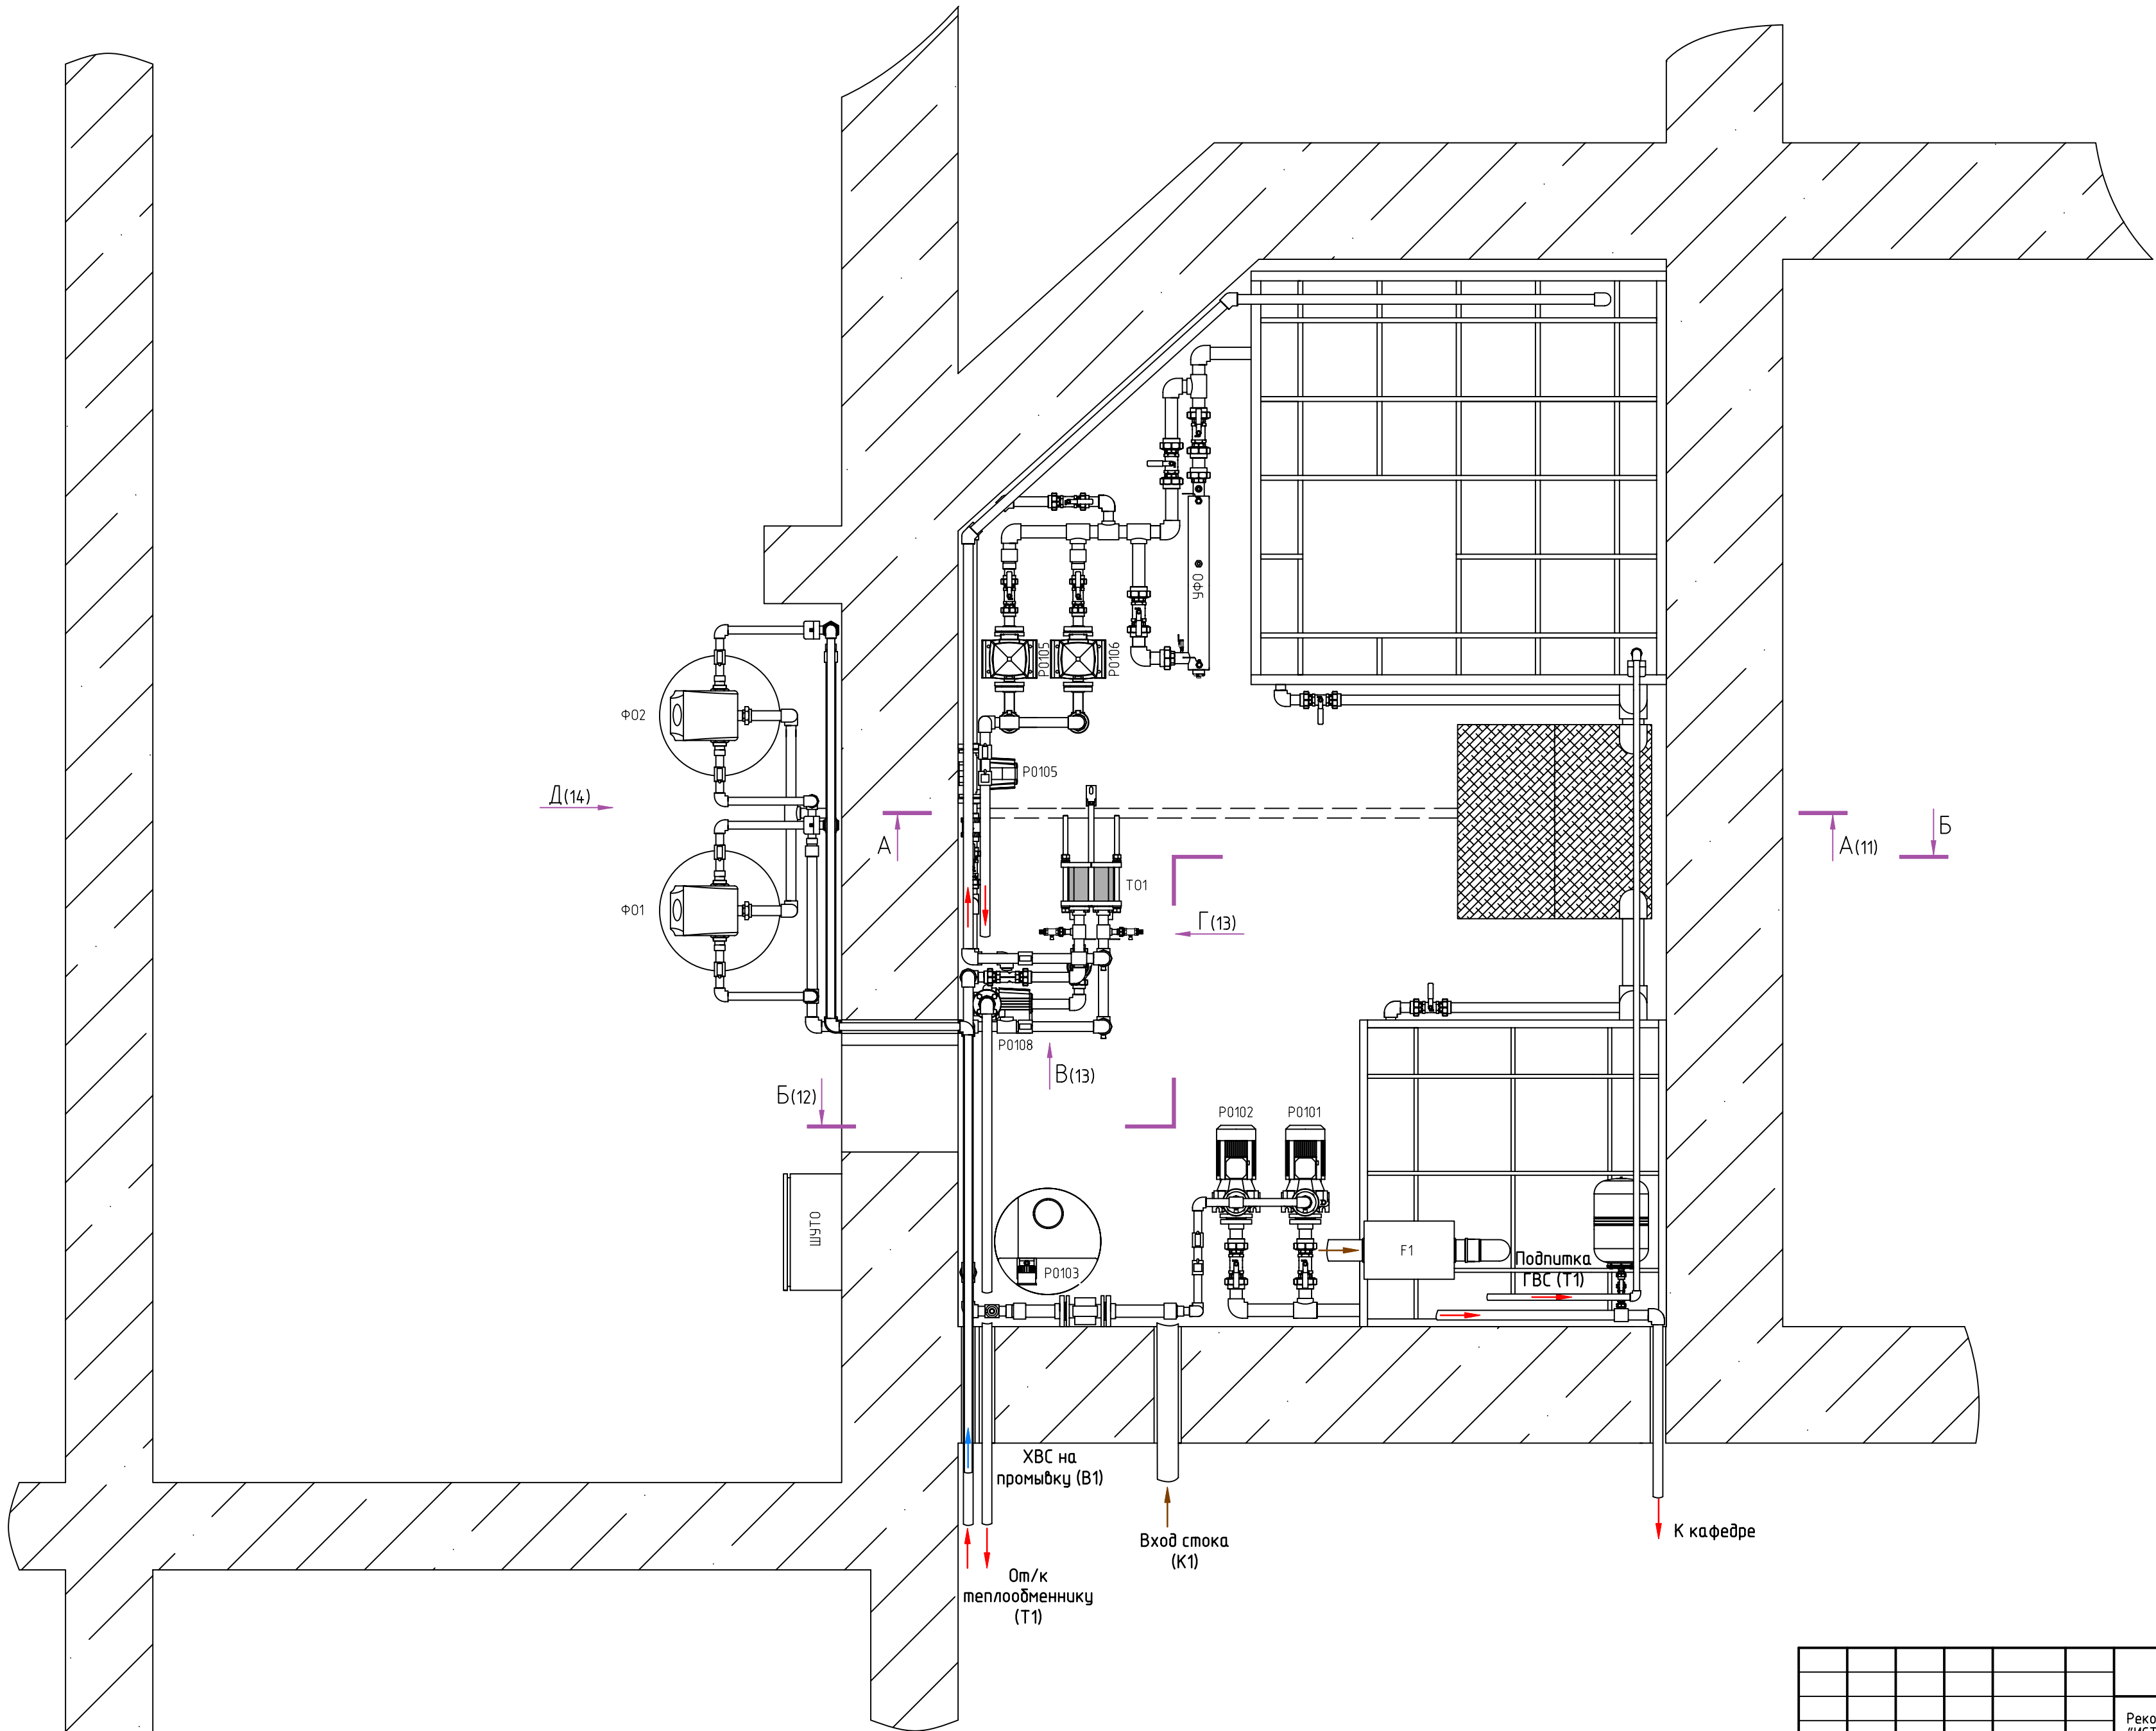

						А066-11.25-РД-ВК.П1			
						Реконструкция систем водоснабжения и водоотведения водолечебной кафедры для ООО "ИСТОЧНИК", расположенных по адресу: Свердловская область, п. Березит, ул. Дальний Березит, 11			
Изм.	Кол.уч.	Лист	№ док.	Подп.	Дата	Внутренние системы водоснабжения и водоотведения	Стадия	Лист	Листов
Разраб.		Щеколдин					Р	9	19
Н.контр.		Факеева				План размещения оборудования	ООО ПБ "ИНЖЕНЕРНЫЕ РЕШЕНИЯ"		
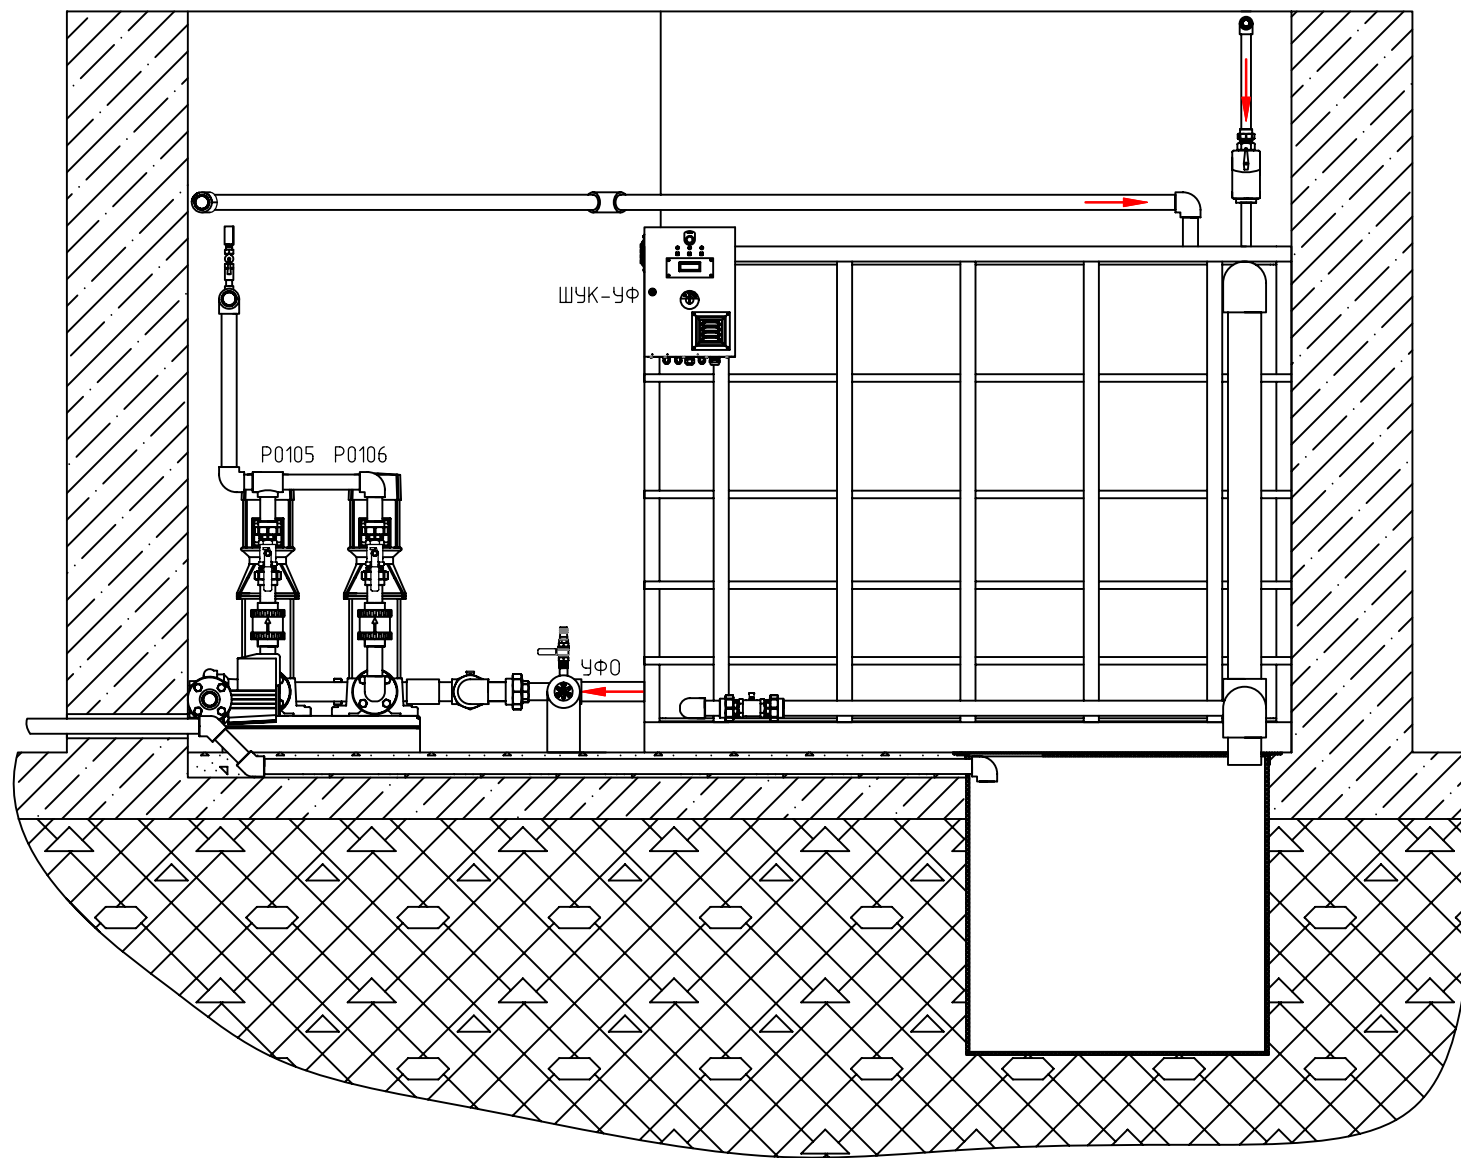
$$A - A$$


						А066-11.25-РД-ВК.П2				
						Реконструкция систем водоснабжения и водоотведения водолечебной кафедры для ООО "ИСТОЧНИК", расположенных по адресу: Свердловская область, п. Березит, ул. Дальний Березит, 11				
Изм.	Кол. уч.	Лист	№ док.	Подп.	Дата					
Разраб.		Щеколдин				Внутренние системы водоснабжения и водоотведения		Стадия	Лист	Листов
								Р	10	19
Н. контр.		Факеева				Разрез А-А аппаратной		ООО ПБ "ИНЖЕНЕРНЫЕ РЕШЕНИЯ"		

Согласовано


ВЗАМ. УНВ. №

Подн. и дама

Инв. № подл.

Согласовано			
Инв. № подл.	Подп. и дата	Взам. инв. №	


Б-Б

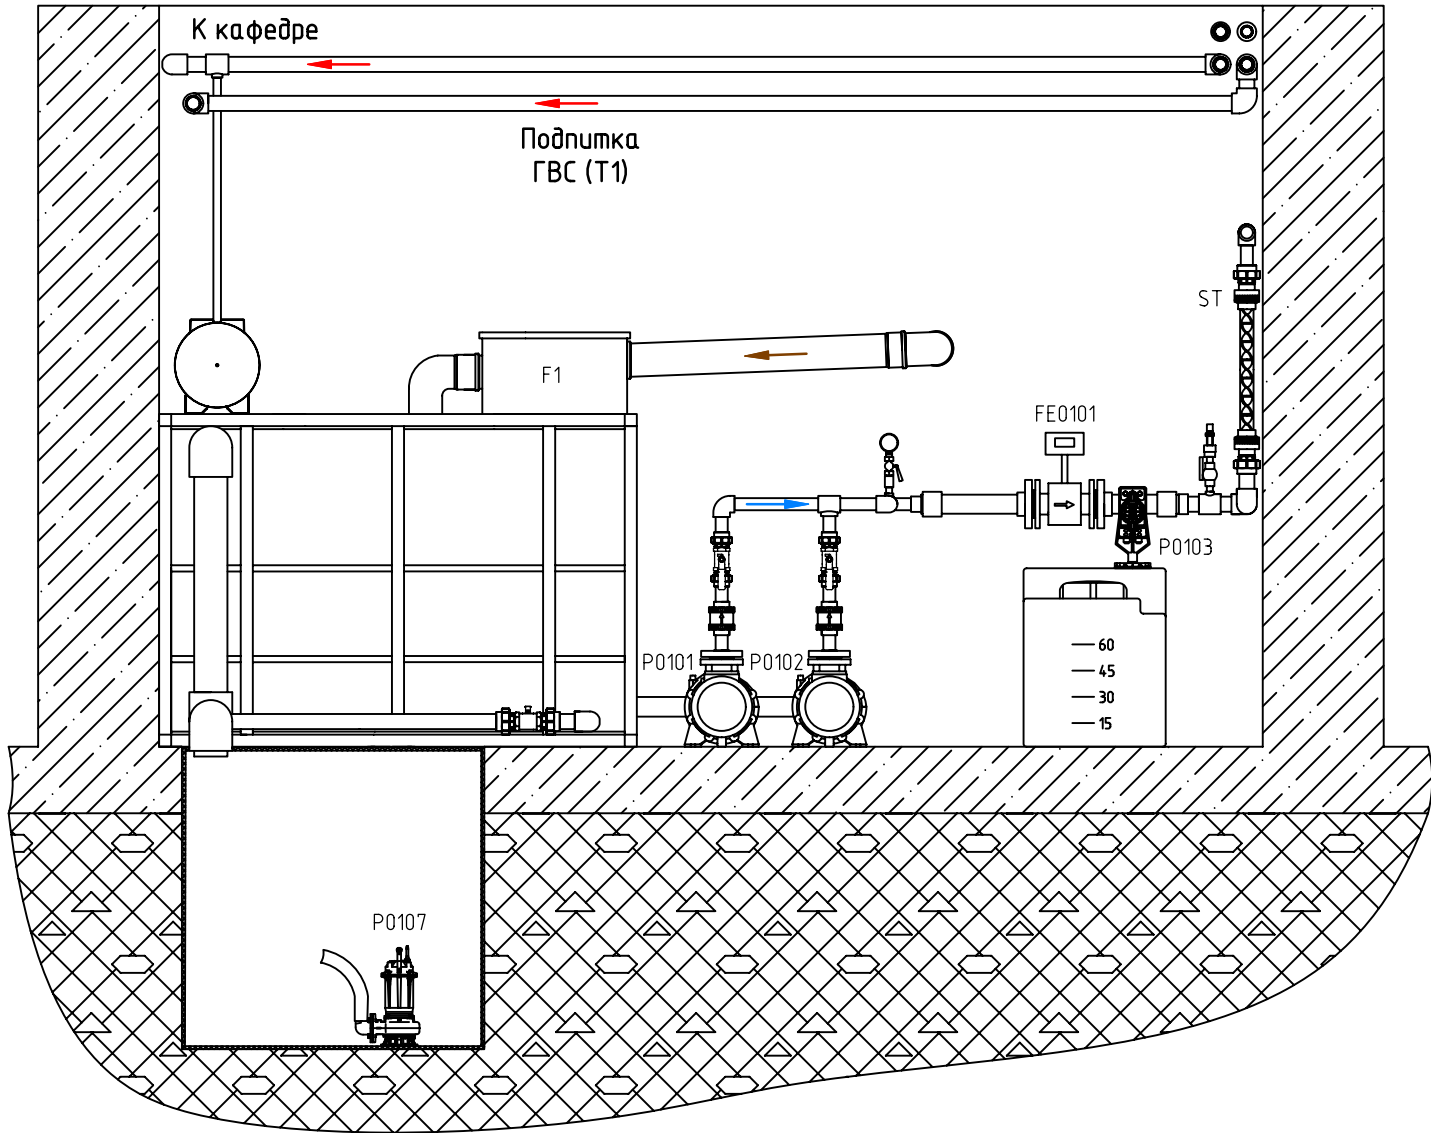


						A066-11.25-РД-ВК.ПЗ			
						Реконструкция систем водоснабжения и водоотведения водолечебной кафедры для ООО "ИСТОЧНИК", расположенных по адресу: Свердловская область, п. Березит, ул. Дальний Березит, 11			
Изм.	Кол. уч.	Лист	№ док.	Подп.	Дата	Внутренние системы водоснабжения и водоотведения	Стадия	Лист	Листов
Разраб.		Щеколдин					Р	11	19
Н. контр.		Факеева				Разрез Б-Б аппаратной	ООО ПБ "ИНЖЕНЕРНЫЕ РЕШЕНИЯ"		

Согласовано			
Инв. № подл.	Подп. и дата	Взам. инв. №	

Вид В

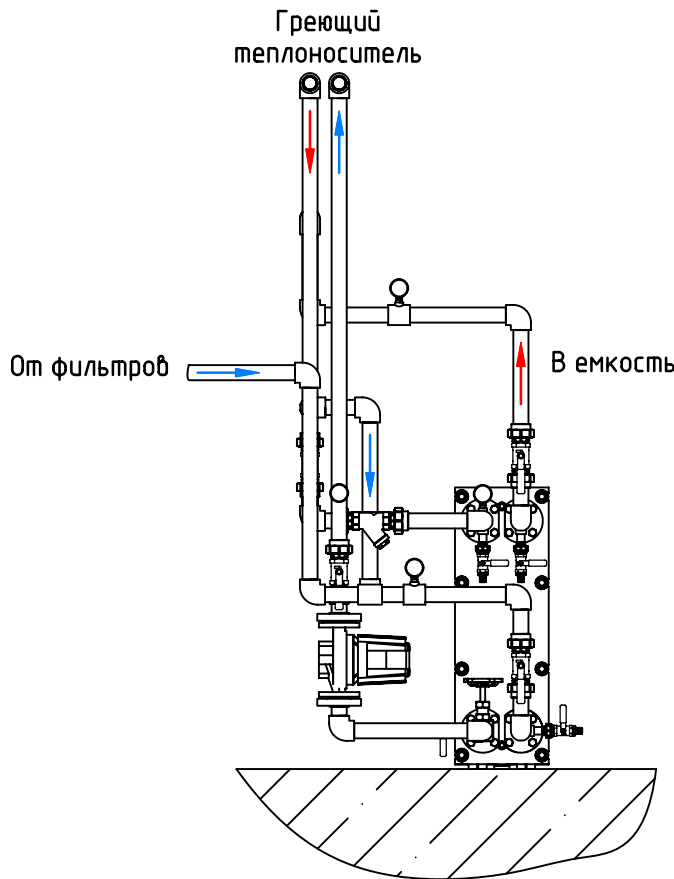


Вид Г

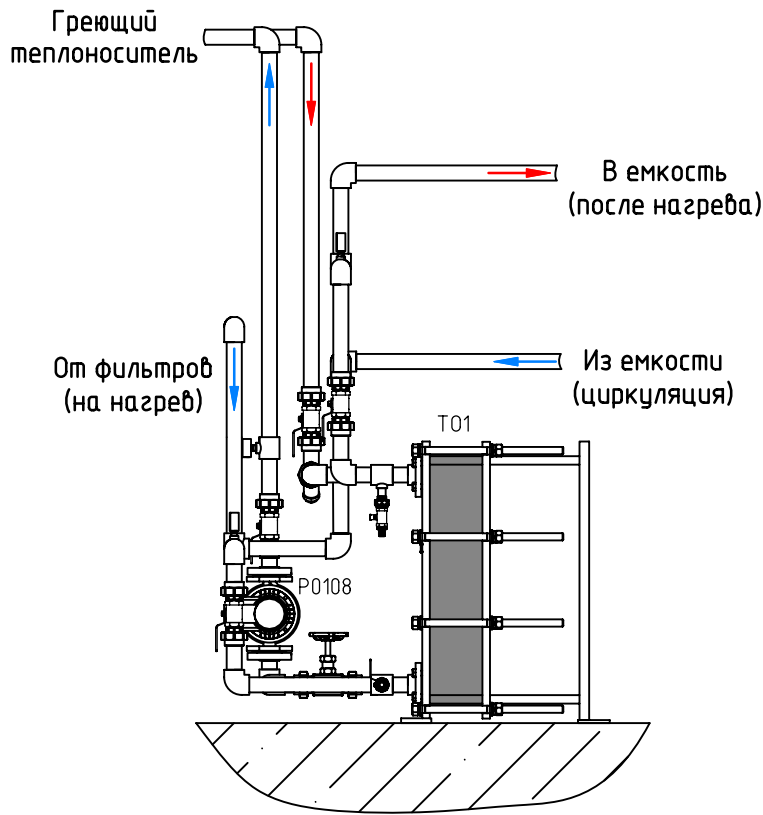

- 1 Монтаж и эксплуатацию теплообменного аппарата выполнить в полном соответствии с требованиями производителя.
- 2 Теплообменник должен быть смонтирован специализированной монтажной организацией, имеющей необходимые лицензии, в соответствии с требуемыми стандартами и нормами.
- 3 Монтажная организация несет полную ответственность за подготовку, установку и присоединение теплообменного оборудования.
- 4 Для установки теплообменника подготовить опорную фундаментную раму. Допуск параллельности поверхности фундаментной рамы относительно плоскости горизонта 0,5 мм на длине 1000 мм.

						A066-11.25-РД-ВК.П4			
						Реконструкция систем водоснабжения и водоотведения водолечебной кафедры для ООО "ИСТОЧНИК", расположенных по адресу: Свердловская область, п. Березит, ул. Дальний Березит, 11			
Изм.	Кол. уч.	Лист	№ док.	Подп.	Дата	Внутренние системы водоснабжения и водоотведения	Стадия	Лист	Листов
Разраб.		Щеколдин					Р	12	19
Н. контр.		Факеева				Вид В, Г (теплообменник)	ООО ПБ "ИНЖЕНЕРНЫЕ РЕШЕНИЯ"		

Вид Д

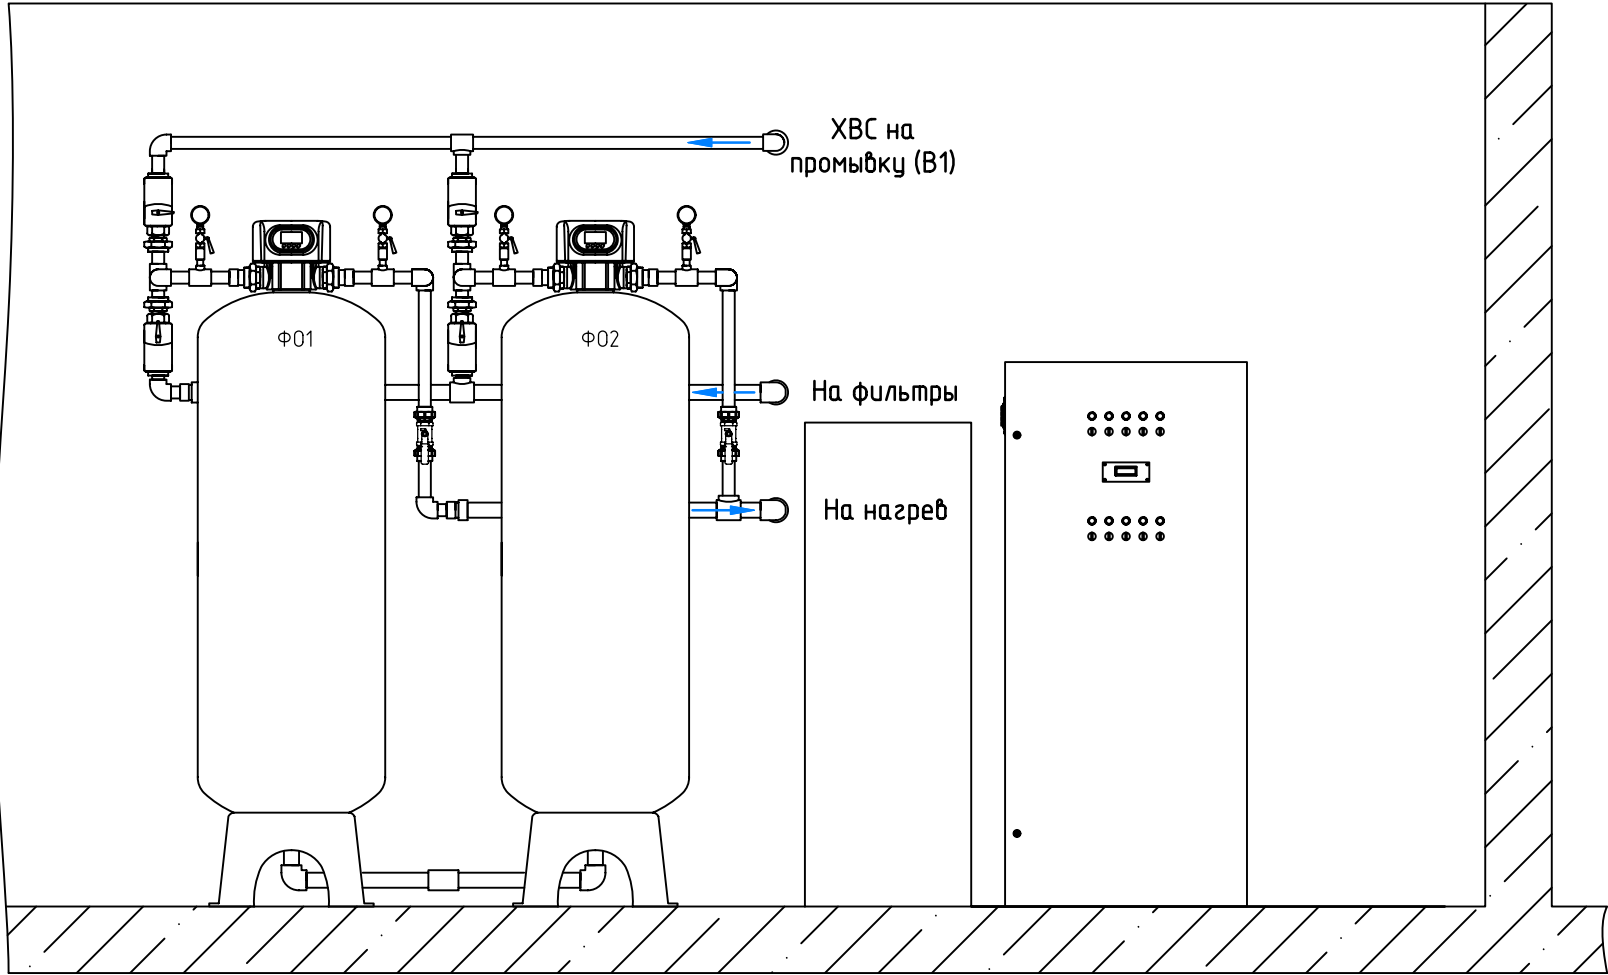

1. Перед началом загрузки фильтров, произвести гидравлические испытания собранного оборудования рабочим давлением.
2. Время промывки (регенерации) фильтрующей загрузки по окончании фильтроцикла установить в меню автоматического клапана на ночное (нерабочее) время.

Согласовано					
Инв. № подл.	Подп. и дата	Взам. инв. №			

						А066-11.25-РД-ВК.П5					
						Реконструкция систем водоснабжения и водоотведения водолечебной кафедры для ООО "ИСТОЧНИК", расположенных по адресу: Свердловская область, п. Березит, ул. Дальний Березит, 11					
Изм.	Кол. уч.	Лист	№ док.	Подп.	Дата	Внутренние системы водоснабжения и водоотведения			Стадия	Лист	Листов
Разраб.		Щеколдин							Р	13	19
Н. контр.		Факеева				Вид Д (фильтры напорные)			ООО ПБ "ИНЖЕНЕРНЫЕ РЕШЕНИЯ"		

Согласовано	Спецификация оборудования, изделий и материалов								
	Поз.	Наименование и техническая характеристика	Тип, марка, обозначение документа, опросного листа	Код продукции	Поставщик	Ед. измерения	Кол.	Масса 1 ед., кг	Примечание
	1	2	3	4	5	6	7	8	9
		Оборудование и материалы							
	P0101-P0102	Насосная станция 7м.куб/час 37м	GREENMAX 07-35-21A	-	ООО "ГРИНМАКС"	шт.	1		
	P0105-P0106	Насосная станция 7м.куб/час на 70м	GREENMAX 07-70-214A	-	ООО "ГРИНМАКС"	шт.	1		
	P0103	Насос дозирующий мембранный	DPT200		Seko	шт.	1		
	P0104	Насос центробежный циркуляционный	WRS 40-130SF	17109996	Wellmix	шт.	1		
	P0108	Насос циркуляционный центробежный	WRS 40-180SF	17109993	Wellmix	шт.	1		
	P0107	Дренажный насос	QDPSS-400.25	23079989	Wellmix	шт.	1		
	ГА1	Бак мембранный для водоснабжения	24л	VT.A0.B.060024	Valtec	шт.	1		
	Ф01-Ф02	Фильтр осветлительный	GREENMAX FER-3,4T/2	-	ООО "ГРИНМАКС"	шт.	1		
	УФО	Установка УФ обеззараживания	UVTAQ Pro 1x75	-	UV-TECH	шт.	1		
	F1	Волосоуловитель	Волосоуловитель DN110	-	ООО "ГРИНМАКС"	шт.	1		
	F2	Фильтр сетчатый фланцевый	500мкм 1 1/4"	D260-02881	Remsan	шт.	1		
	ТО1	Теплообменник пластинчатый	Теплотекс-50-N-16-1	ВOC135644/1	ТЕПЛОТЕКС	шт.	1		
	K0101-K0102	Кран шаровой двухходовой ВН/ВН	Ду50 2"	VF.214.NR1.200.N/P59	VAFLEX	шт.	2		
	K0105-K0106 K0110-K0113 K0118-K0128	Кран шаровой двухходовой ВН/ВН	Ду40 1 1/2"	VF.214.NR1.112.N/P59	VAFLEX	шт.	17		
	K0103-K0104 K0107-K0109	Кран шаровой двухходовой ВН/ВН	Ду32 1 1/4"	VF.214.NR1.114.N/P59	VAFLEX	шт.	5		
	K01014-K0117 K0129	Кран шаровой двухходовой ВН/ВН	Ду20 3/4"	VF.214.NR1.034.N/P59	VAFLEX	шт.	5		
	K0130-K0134	Кран шаровой двухходовой ВН/ВН	Ду15 1/2"	VF.214.NR1.012.N/P59	VAFLEX	шт.	5		
	K01345-K0136	Задвижка шиберная канализационная	DN110	-	DN.ru	шт.	2		
	KB0101	Кран регулирующий	Ду40 1 1/2"	VF.04.GL.112	VAFLEX	шт.	1		
	KS0101-KS0104	Кран шаровой двухходовой с электроприводом	Ду32 1 1/4"	D160-20305	Smart	шт.	4		
Взам. инв. №									
Подп. и дата									
Инв. № подл.									

						А066-11.25-РД-ВК.СП					
Изм.	Кол.уч.	Лист	№ док.	Подп.	Дата	Спецификация оборудования, изделий и материалов			Стадия	Лист	Листов
Разраб.		Щеколдин							Р	14	19
									ООО ПБ "ИНЖЕНЕРНЫЕ РЕШЕНИЯ"		
Н. контр.		Факеева									

Согласовано	Спецификация оборудования, изделий и материалов									
	Поз.	Наименование и техническая характеристика	Тип, марка, обозначение документа, опросного листа	Код продукции	Поставщик	Ед. измерения	Кол.	Масса 1 ед., кг	Примечание	
	1	2	3	4	5	6	7	8	9	
	KS0105	Кран шаровой двухходовой с электроприводом	Ду25 1"	D160-20301	Smart	шт.	1			
	K00101-K00102	Клапан обратный ПП	DN40	-	Tum Plastik	шт.	2			
	K00103-K00105	Клапан обратный ПП	DN50	-	Tum Plastik	шт.	3			
		Дозировочная емкость	60л, белая	-	ЭКОПРОМ	шт.	1			
		Гипохлорит натрия	Марка А, 24кг	-	Хумактиб	шт.	1			
		КИПУА								
	LT0101-LT0102	Датчик уровня гидростатический	МПУ-01	-	Мераприбор	шт.	2			
	TE0101	Термосопротивление	ДТС105-РТ100.250	-	ОВЕН	шт.	1			
	LE0101	Датчик уровня емкостный	SES-50B28	-	БЕСКОНТА	шт.	1			
	PT0101-PT0103	Преобразователь давления	ПД100-ДИ1-371-1,0	-	ОВЕН	шт.	3			
	PG0101-PG0107	Манометр радиальный 0...0,6МПа	ТМ-310	-	РОСМА	шт.	7			
	PG0108	Манометр радиальный 0...1МПа	ТМ-310	-	РОСМА	шт.	1			
	FE0101	Расходомер электромагнитный Ду50	ЭМР-50	-	НПО "Наука"	шт.	1			
	TG0101-TG0104	Термоманометр (0...120гр.С) (0...0,6МПа)	ТМТБ-31	-	РОСМА	шт.	4			
		Сеть безнапорной канализации К1								
		Труба для внутренней безнапорной канализации PP-R (3м)	DN110×2,7	201100300	VAFLEX	шт.	3			
		Труба для внутренней безнапорной канализации PP-R (2м)	DN110×2,7	201100200	VAFLEX	шт.	3			
		Труба для внутренней безнапорной канализации PP-R (1м)	DN110×2,7	201100100	VAFLEX	шт.	4			
Инв. № подл.	Взам. инв. №	Подп. и дата						A066-11.25-РД-ВК.СП		Лист
										15
			Изм.	Лист	№ докум.	Подп.	Дата			

Согласовано

Взам. инв. №

Подп. и дата

Инв. № подл.

Согласовано

Изм. №

подл.

Взам. инв. №

Подп. и дата

Спецификация оборудования, изделий и материалов								
Поз.	Наименование и техническая характеристика	Тип, марка, обозначение документа, опросного листа	Код продукции	Поставщик	Ед. измерения	Кол.	Масса 1 ед., кг	Примечание
1	2	3	4	5	6	7	8	9
	Хомут оцинкованный с резиновым уплотнением	1 1/4" M8 (38-43)	45WR-40-M	VAFLEX	шт.	12		
	Шпилька M8 (1м)	M8	-	-	шт.	3		
	Сеть напорного горячего водоснабжения Т1							
	Труба полипропиленовая армированная стекловолокном PN 20 (4м)	DN50×6,9	101050502	VAFLEX	шт.	11		
	Труба полипропиленовая армированная стекловолокном PN 20 (4м)	DN32×4,4	101050322	VAFLEX	шт.	3		
	Муфта комбинированная разъёмная (американка) с наружной резьбой	50x1 1/2"	10156040	VAFLEX	шт.	6		
	Муфта комбинированная разъёмная (американка) с наружной резьбой	32x1"	10156025	VAFLEX	шт.	4		
	Муфта полипропиленовая соединительная	DN50	10113050	VAFLEX	шт.	4		
	Тройник полипропиленовый переходной	50/32/50	10111032	VAFLEX	шт.	1		
	Угольник полипропиленовый	DN50×90гp.	10108050	VAFLEX	шт.	16		
	Угольник полипропиленовый	DN40×90гp.	10108032	VAFLEX	шт.	2		
	Отвод (седелка)	Ду50х40 (Дн60х1 1/2?)	D270-11330	LEDE	шт.	1		
	Отвод (седелка)	Ду80х40 (Дн89х1 1/2?)	D270-12074	LEDE	шт.	1		
	Кран шаровой двухходовой ВН/ВН	Ду40 1 1/2"	VF.214.NR1.112.N/P59	VAFLEX	шт.	2		
	Изоляция трубная из вспененного полиэтилена	ENERGOFLEX SUPER 54/9-2	-	ООО "РОЛС Изомаркет"	м.п.	44		
	Изоляция трубная из вспененного полиэтилена	ENERGOFLEX SUPER 35/9-2	-	ООО "РОЛС Изомаркет"	м.п.	10		
	Хомут оцинкованный с резиновым уплотнением	1 1/2" M8 (48-52)	45WR-48-M	VAFLEX	шт.	42		
	Хомут оцинкованный с резиновым уплотнением	1" M8 (32-36)	45WR-35-M	VAFLEX	шт.	8		
	Шпилька M8 (1м)	M8	-	-	шт.	19		
					A066-11.25-РД-ВК.СП			Лист
								17
					Изм.	Лист	№ докум.	Подп.
					Дата			

Согласовано

Изм. №

подл.

Взам. инв. №

Подп. и дата

Спецификация оборудования, изделий и материалов								
Поз.	Наименование и техническая характеристика	Тип, марка, обозначение документа, опросного листа	Код продукции	Поставщик	Ед. измерения	Кол.	Масса 1 ед., кг	Примечание
1	2	3	4	5	6	7	8	9
	Прочие изделия и материалы							
	Емкость накопительная 2м.куб. из PP-R усиленная каркасом из мет.профиля	-	-	ООО "ГРИНМАКС"	шт.	1		
	Емкость аккумулирующая 5м.куб. из PP-R усиленная каркасом из мет.профиля и утепленная минеральной теплоизоляцией 100мм	-	-	ООО "ГРИНМАКС"	шт.	1		
ST	Статический смеситель для холодной воды	DN50 1 1/2"	-	Фильтробаза	шт.	1		
	Труба полипропиленовая PN 10	DN63×5,8	10103063	VAFLEX	м.п.	2		
	Труба полипропиленовая PN 10	DN50×4,6	10103050	VAFLEX	м.п.	27		
	Труба полипропиленовая армированная стекловолокном PN 20	DN50×6,9	101050502	VAFLEX	м.п.	20		
	Труба полипропиленовая PN 10	DN40×3,7	10103040	VAFLEX	м.п.	8		
	Тройник полипропиленовый	DN63	10111063	VAFLEX	шт.	1		
	Тройник полипропиленовый	DN50	10111050	VAFLEX	шт.	4		
	Тройник полипропиленовый	DN40	10111040	VAFLEX	шт.	3		
	Тройник полипропиленовый переходной	50/40/50	10504050	VAFLEX	шт.	2		
	Тройник полипропиленовый переходной	50/25/50	10502550	VAFLEX	шт.	4		
	Тройник полипропиленовый переходной	50/20/50	10502050	VAFLEX	шт.	2		
	Тройник полипропиленовый переходной	40/20/40	10402040	VAFLEX	шт.	6		
	Тройник комбинированный с внутренней резьбой	DN50×1/2"	10127250	VAFLEX	шт.	5		
	Угольник полипропиленовый	DN63×90гр.	10108063	VAFLEX	шт.	3		
	Угольник полипропиленовый	DN50×90гр.	10108050	VAFLEX	шт.	36		
	Угольник полипропиленовый	DN40×90гр.	10108040	VAFLEX	шт.	11		
	Угольник полипропиленовый 45°	DN50×45гр.	10107050	VAFLEX	шт.	4		
	Муфта полипропиленовая соединительная	DN63	10113063	VAFLEX	шт.	3		
				A066-11.25-РД-ВК.СП				Лист
								18
				Изм.	Лист	№ докум.	Подп.	Дата

Согласовано

Инд. № подл.

Подп. и дата

Взам. инв. №

Спецификация оборудования, изделий и материалов								
Поз.	Наименование и техническая характеристика	Тип, марка, обозначение документа, опросного листа	Код продукции	Поставщик	Ед. измерения	Кол.	Масса 1 ед., кг	Примечание
1	2	3	4	5	6	7	8	9
	Муфта полипропиленовая переходная (внутр.-наруж.)	63/50	10006350	VAFLEX	шт.	5		
	Муфта полипропиленовая переходная (внутр.-наруж.)	63/40	10006340	VAFLEX	шт.	9		
	Муфта полипропиленовая переходная (внутр.-наруж.)	50/40	10005040	VAFLEX	шт.	3		
	Муфта комбинированная разъёмная (американка) с наружной резьбой	63х2"	10156050	VAFLEX	шт.	12		
	Муфта комбинированная разъёмная (американка) с наружной резьбой	50х1 1/2"	10156040	VAFLEX	шт.	42		
	Муфта комбинированная разъёмная (американка) с наружной резьбой	40х1 1/4"	10156032	VAFLEX	шт.	12		
	Муфта комбинированная разъёмная (американка) с наружной резьбой	25х3/4"	10156020	VAFLEX	шт.	4		
	Муфта комбинированная переходная (наружная резьба)	20 мм х 1/2"	10130020	VAFLEX	шт.	6		
	Бурт под фланец	DN63	10189063	VAFLEX	шт.	2		
	Бурт под фланец	DN50	10189050	VAFLEX	шт.	14		
	Бурт под фланец	DN40	10189040	VAFLEX	шт.	2		
	Фланец полипропиленовый	DN63	10188063	VAFLEX	шт.	2		
	Фланец полипропиленовый	DN50	10188050	VAFLEX	шт.	14		
	Фланец полипропиленовый	DN40	10188040	VAFLEX	шт.	2		
	Штуцер для шланга	3/4"×20мм	VTr.650.N.0520	VALTEC	шт.	4		
	Изоляция трубная из вспененного полиэтилена	ENERGOFLEX SUPER 54/9-2	-	ООО "РОЛС Изомаркет"	м.п.	44		
	Хомут оцинкованный с резиновым уплотнением	1 1/2" M8 (48-52)	45WR-48-M	VAFLEX	шт.	34		